

PROYECTO

Play de Softbol Boca de los Rios

PROPIETARIO

Alcaldía San Ignacio de Sabaneta

DIRECCION

San Ignacio de Sabaneta, Provincia Santiago Rodriguez

DISEÑO ARQUITECTONICO

Arq. Drey Alejandro Santana drey.santana@hidroelectrica.gov.do

CODIA 40175

SARD 1085

Tel: 809-533-5555 (Ext. 4106)

Firma

DISEÑO ESTRUCTURAL

Ing. Cipriano Tapia

ctapia@hidroelectrica.gov.do

CODIA 2634

Tel: 809-533-5555 (Ext. 4124)

Firma

DISEÑO DE INSTALACIONES ELECTRICAS

Ing. Ricardo Anglada

ranglada@hidroelectrica.gov.do

CODIA 3804

Tel: 809-533-5555 (Ext. 4123)

Firma

DISEÑO DE INSTALACIONES SANITARIAS

Arq. Drey Alejandro Santana

drey.santana@hidroelectrica.gov.do

CODIA 40175

SARD 1085

Tel: 809-533-5555 (Ext. 4106)

Firma

DIBUJO CAD 2D - 3D - ANIMACIONES

Arq. Luisa Maria Mercedes

luisa.mercedes@hidroelectrica.gov.do

CODIA ----

SARD ----

Tel: 809-533-5555 (Ext. 4122)

Firma

ORIENTACIÓN

INDICE

- PLANTA DE UBICACION Y LOCALIZACION
- LEVANTAMIENTO CATASTRAL Y/O CURVA DE NIVEL
- PLANTA DE MOVIMIENTO DE TIERRA (CORTES Y RELLENOS)
- CORTES
- PLANTA DE CONJUNTO
- PLANTA ARQUITECTONICA
- PLANTA DIMENSIONADA
- PLANTA DIMENSIONADA 2
- PLANTA DE TECHO
- ELEVACIONES
- SECCIONES
- PLANTA DE CIMENTACIONES
- PLANTA DE MUROS Y COLUMNAS
- PLANTA DE VIGAS Y GRADERIAS
- PLANTA ESTRUCTURAL DE TECHO
- DETALLES DE CARPINTERIA
- DETALLES ESTRUCTURALES GENERICOS 1
- DETALLES ESTRUCTURALES GENERICOS 2
- PLANTA DE INSTALACIONES ELECTRICAS
- DETALLES DE INSTALACIONES ELECTRICAS
- PLANTA DE INSTALACIONES SANITARIAS (AGUA POTABLE)
- PLANTA DE INSTALACIONES SANITARIAS (AGUAS RESIDUALES)
- DETALLES DE INSTALACIONES SANITARIAS
- OTROS DETALLES

FECHA

09 / 05 / 2023

ESCALA

Esc: 1:100

PLANTA DE TECHO




Este material esta protegido por la Ley 2040 de propiedad industrial y su reglamento de aplicacion, y por la Ley 6540 sobre Derecho de Autor y su reglamento de aplicacion. Por esta razon no puede ser reproducido por terceros sin consentimiento del autor.

Republica Dominicana 2023

REVISÓ: Arq. Drey Santana

REVISÓ: Arq. Miláred De La Rosa

APROBÓ: Ing. Mirna Ramirez

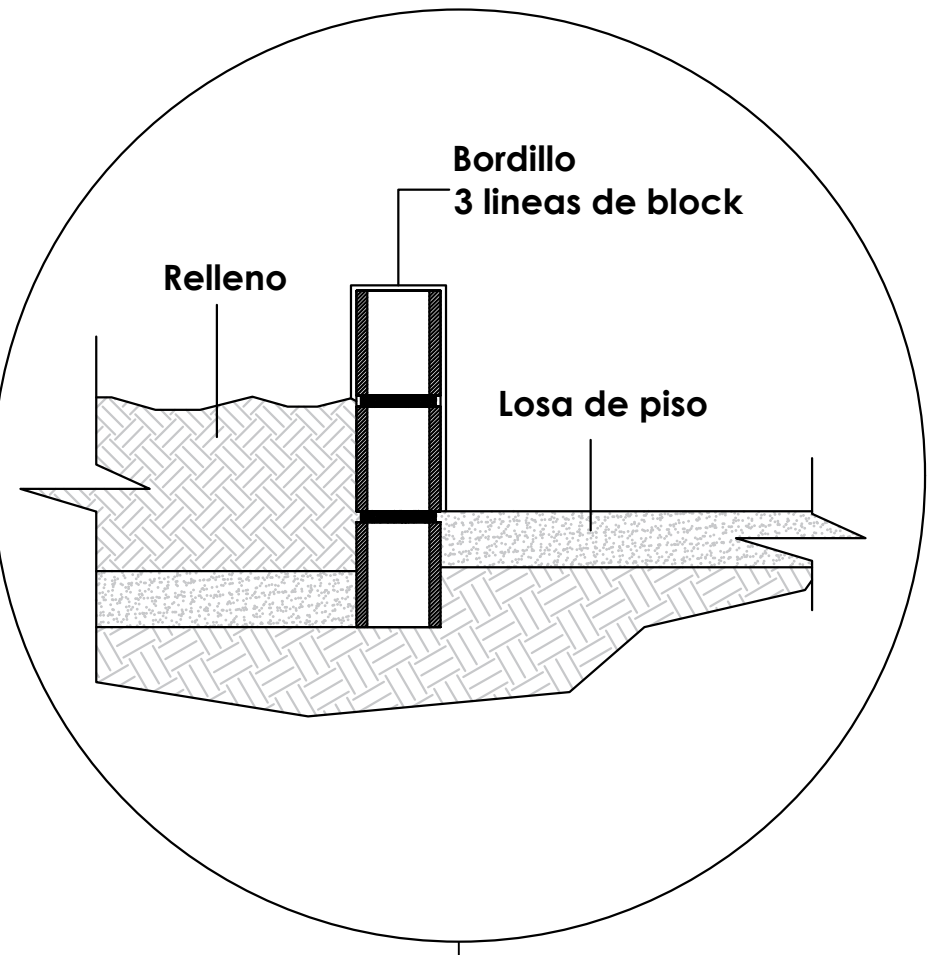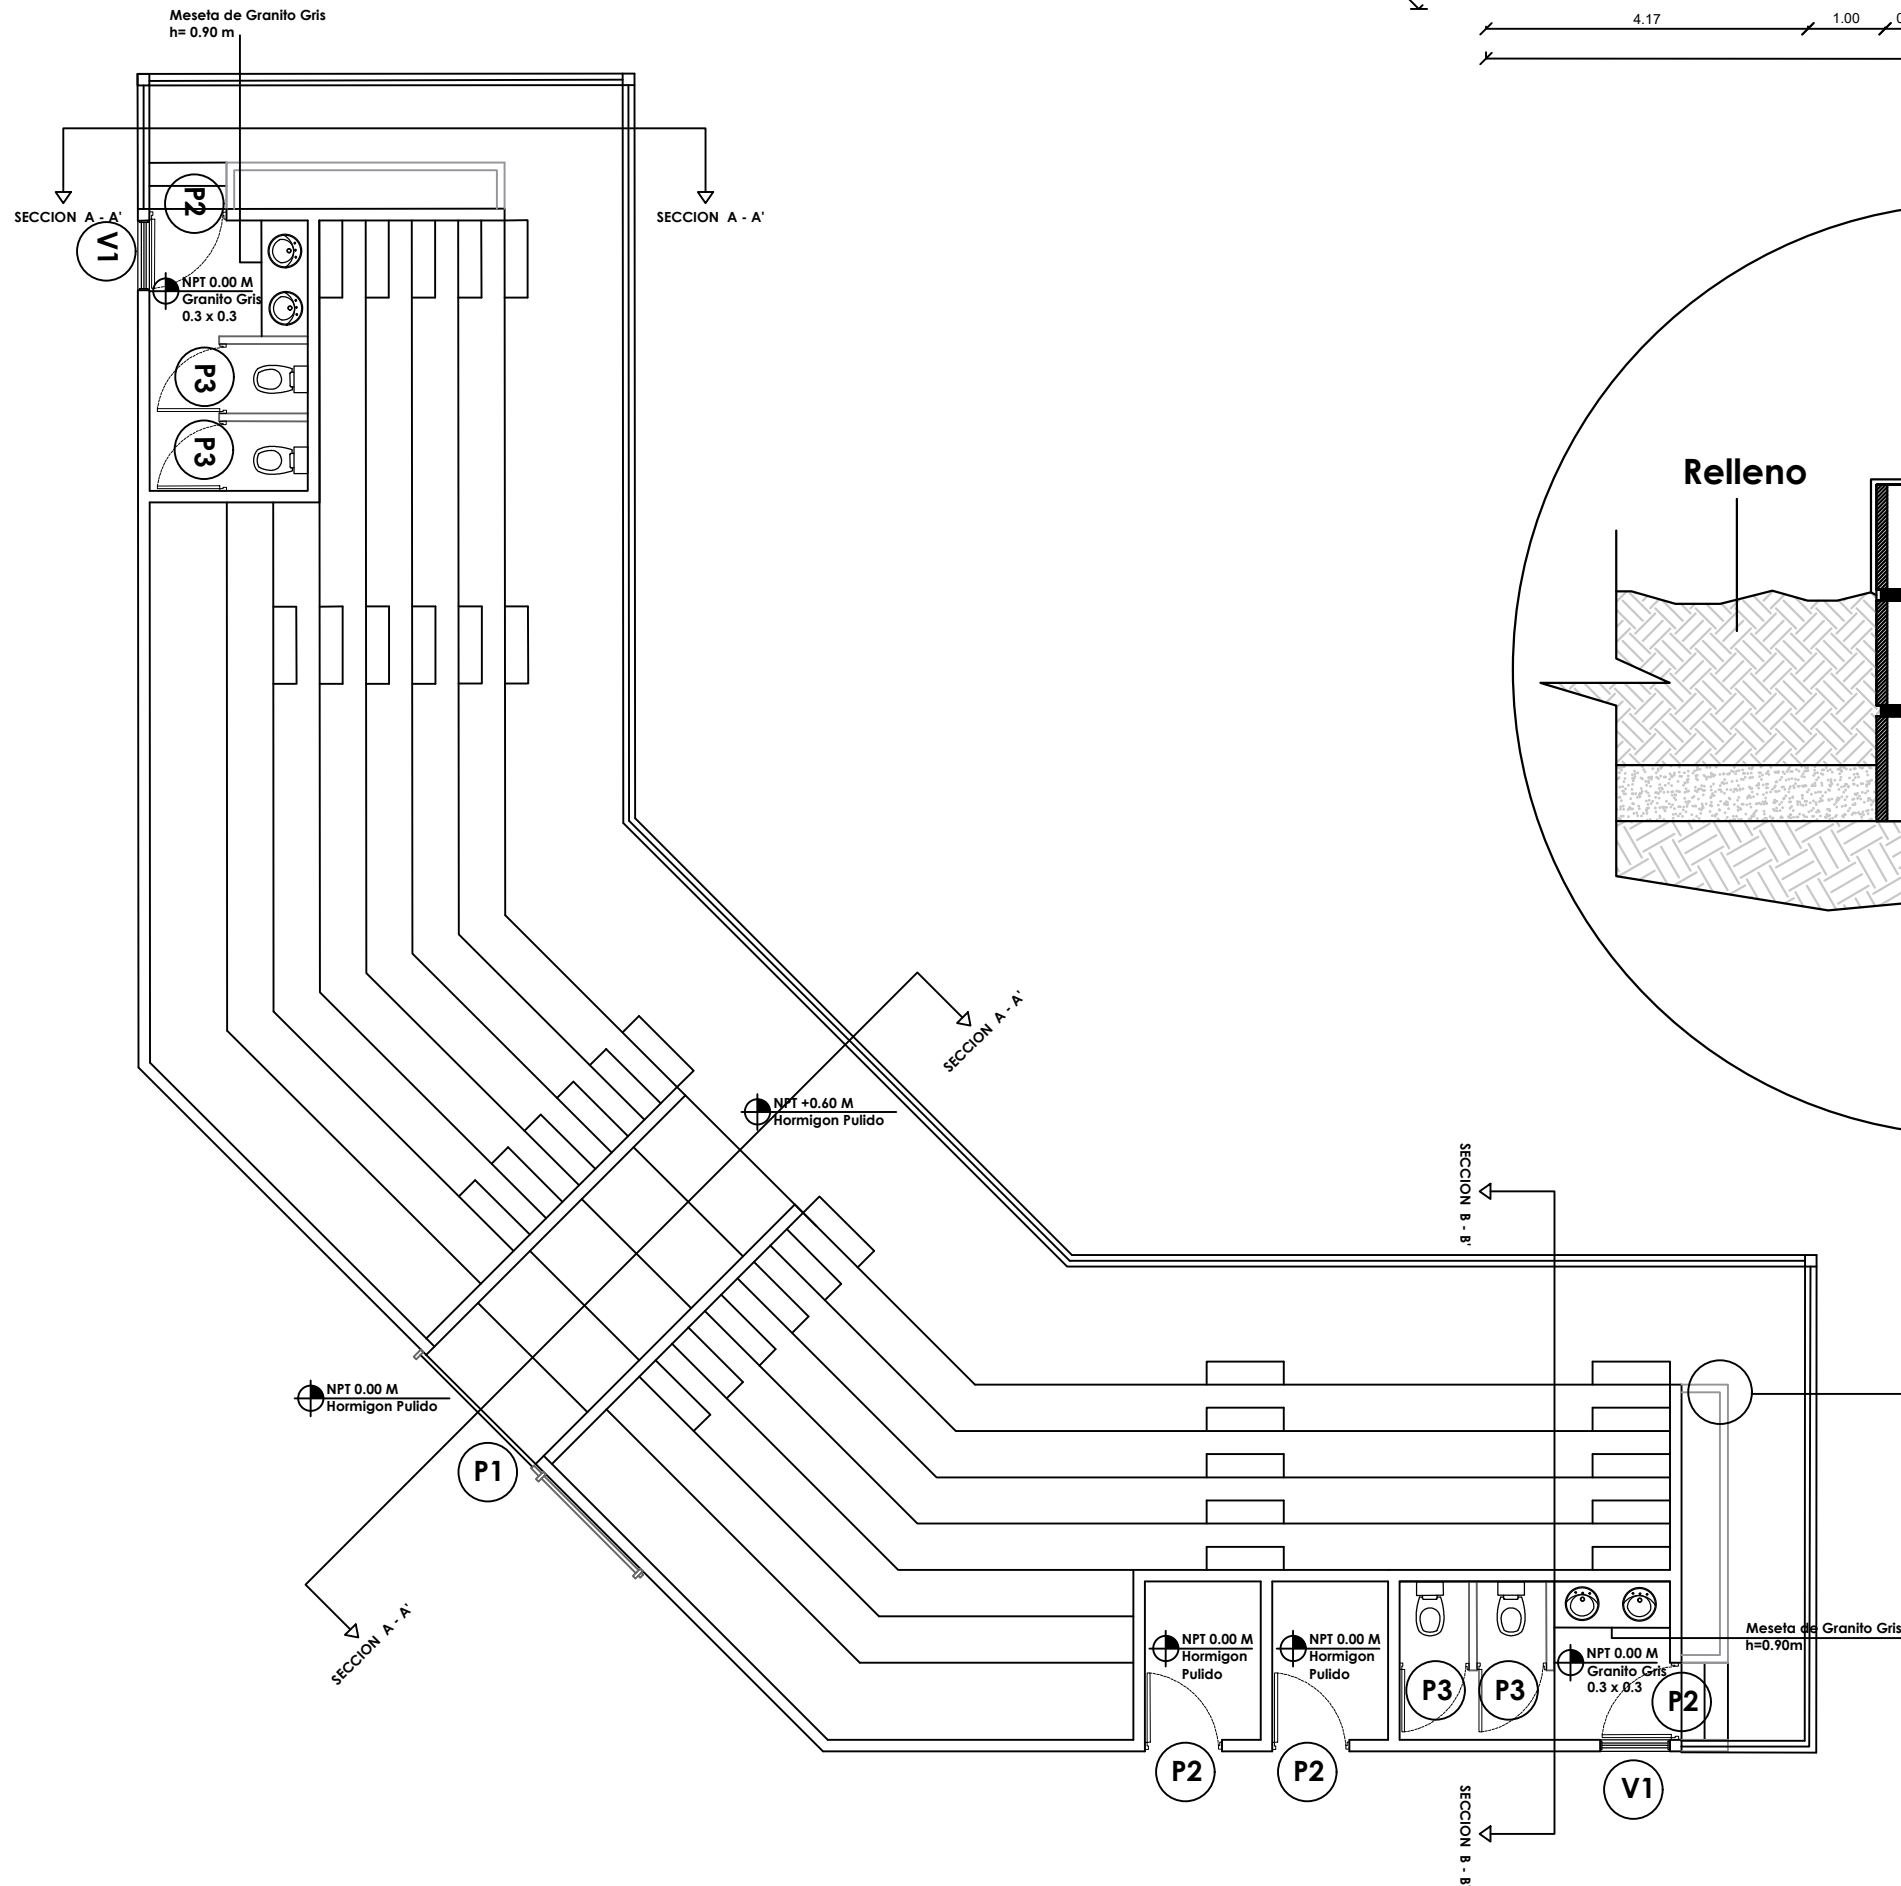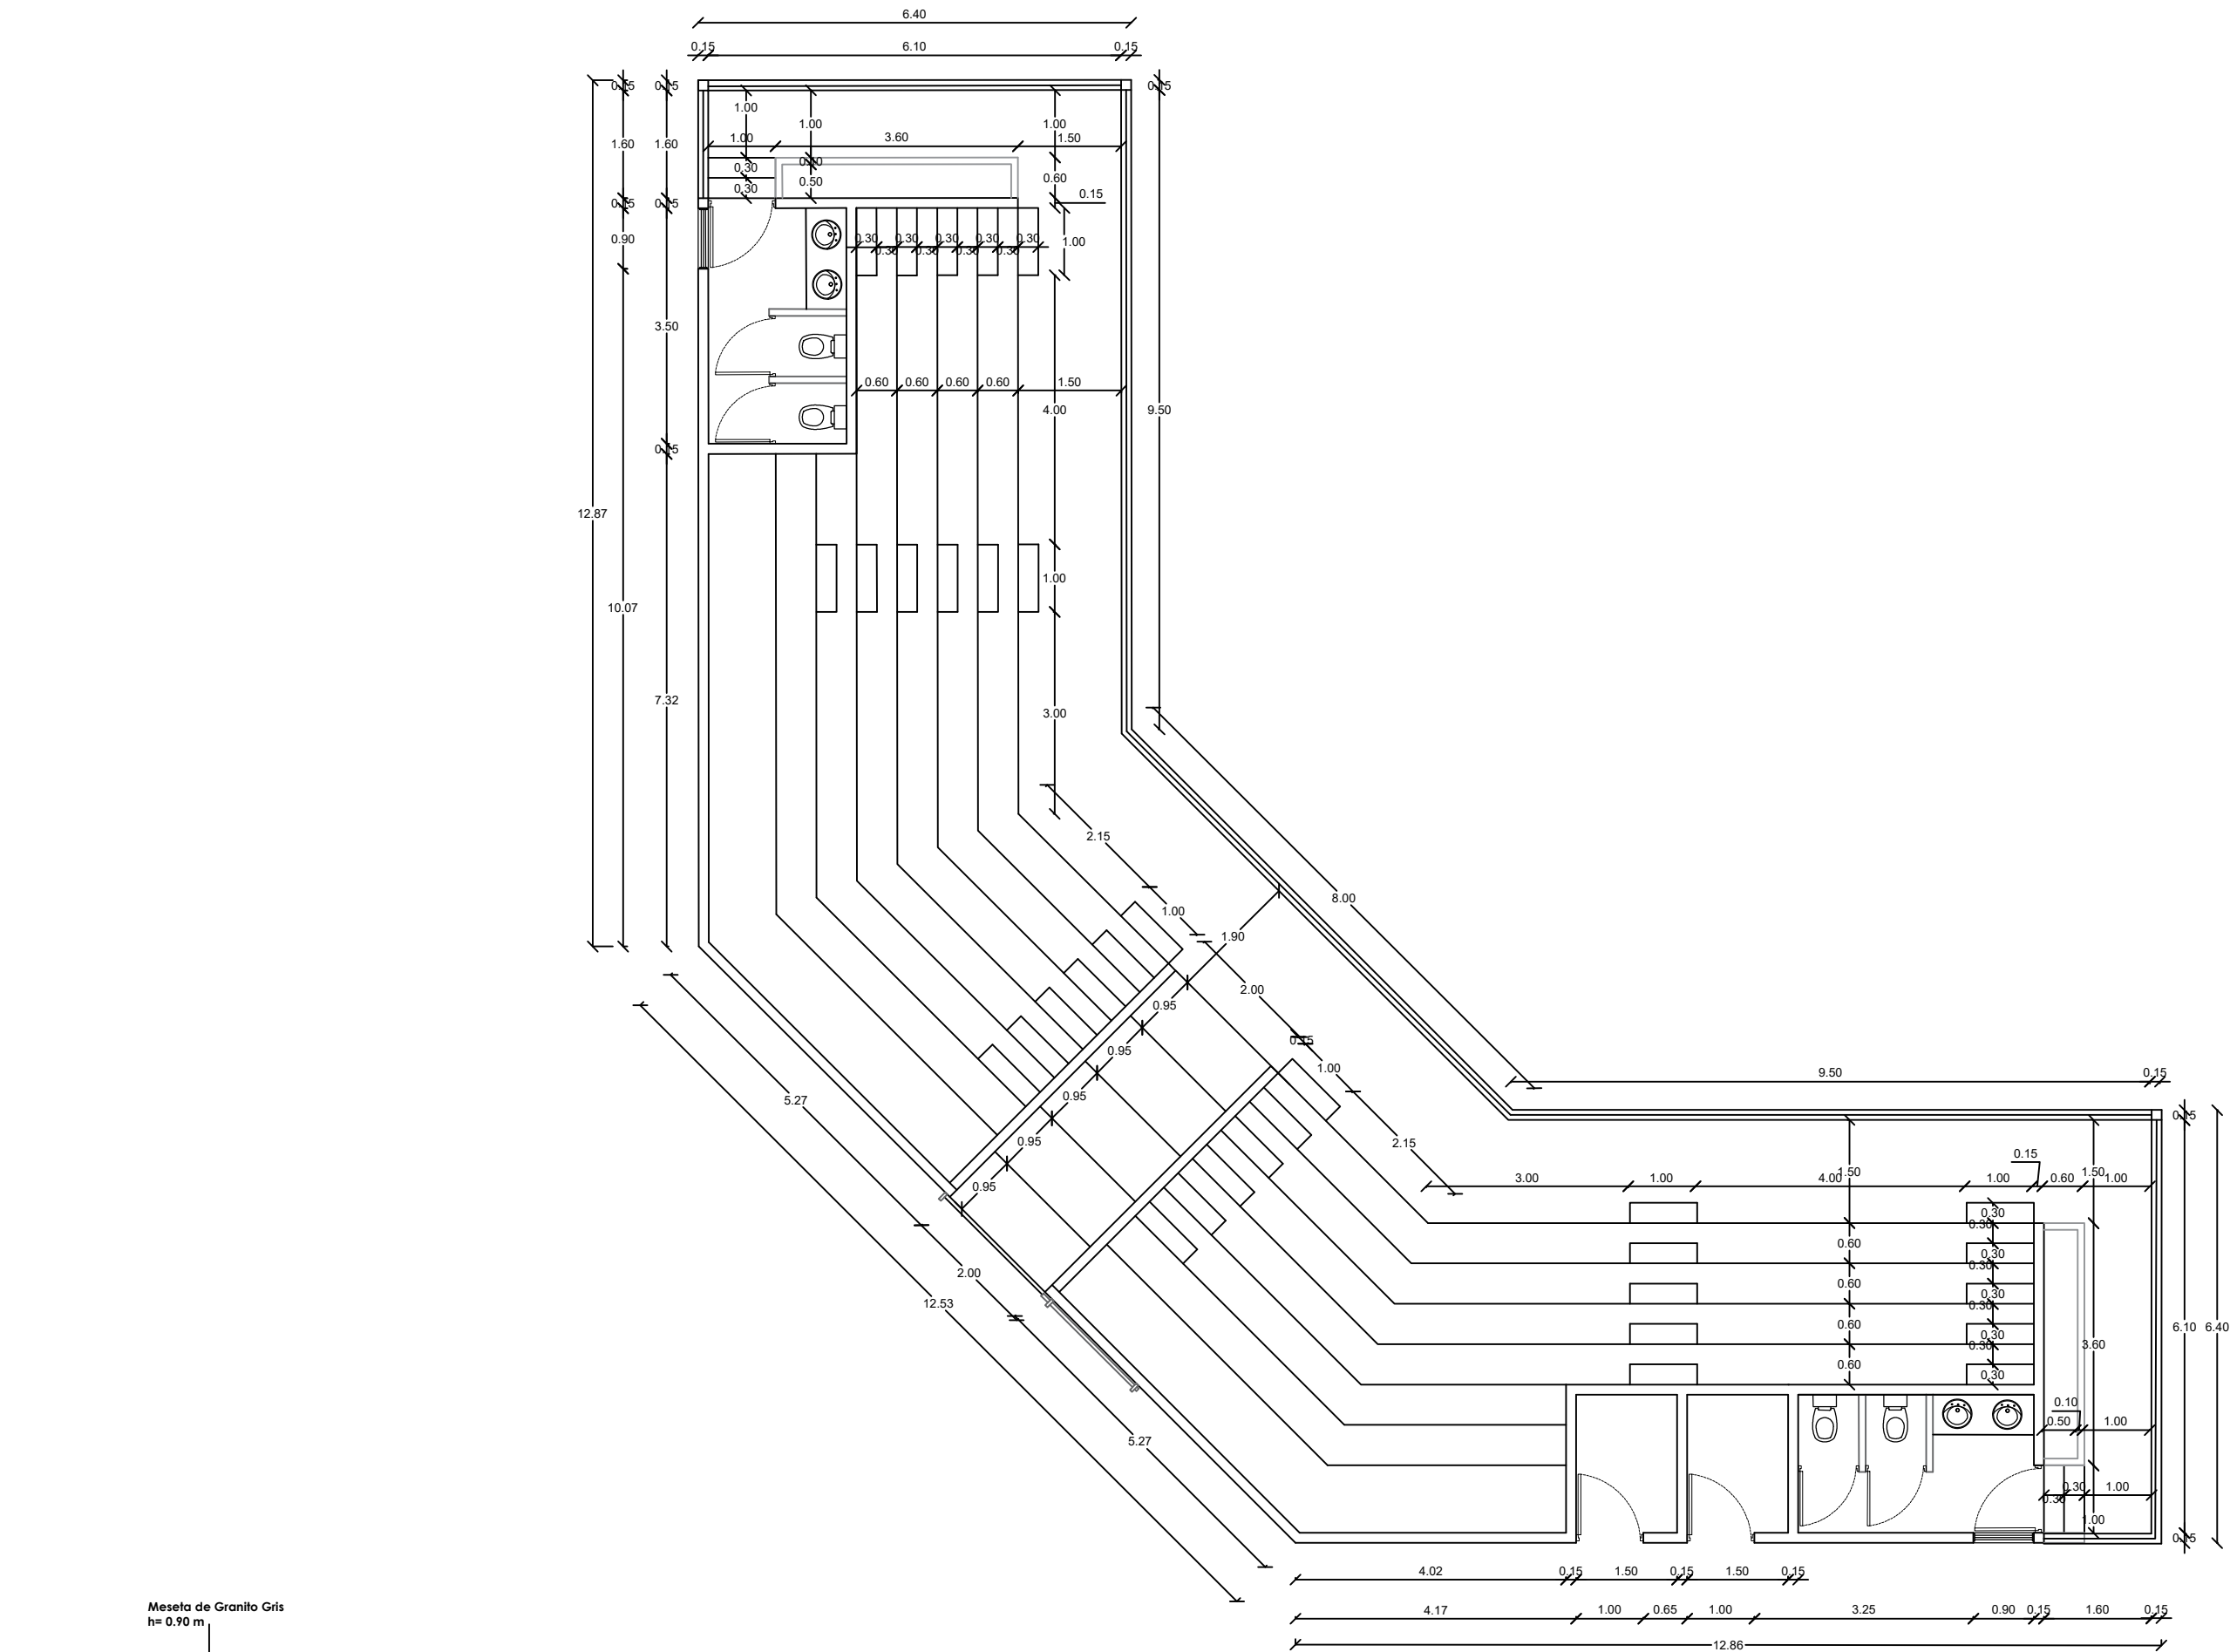




LEYENDA ZONIFICACION DE LOGOS

SÍMBOLO	DESCRIPCION	CANTIDAD
P1	PUERTA CORREDIZA MALLA CICLONICA Dim= 2.00 M X 1.80 M	1
P2	PUERTA POLIMETALICA Dim= 1.00 M X 2.10 M	4
P3	PUERTA POLIMETALICA Dim= 0.90 M X 1.60 M	4
V1	VENTANA CELOSIA METALICA Dim= 0.90M x 0.65M	2

PLANTA DIMENSIONADA 2

Nivel

Escala 1:100

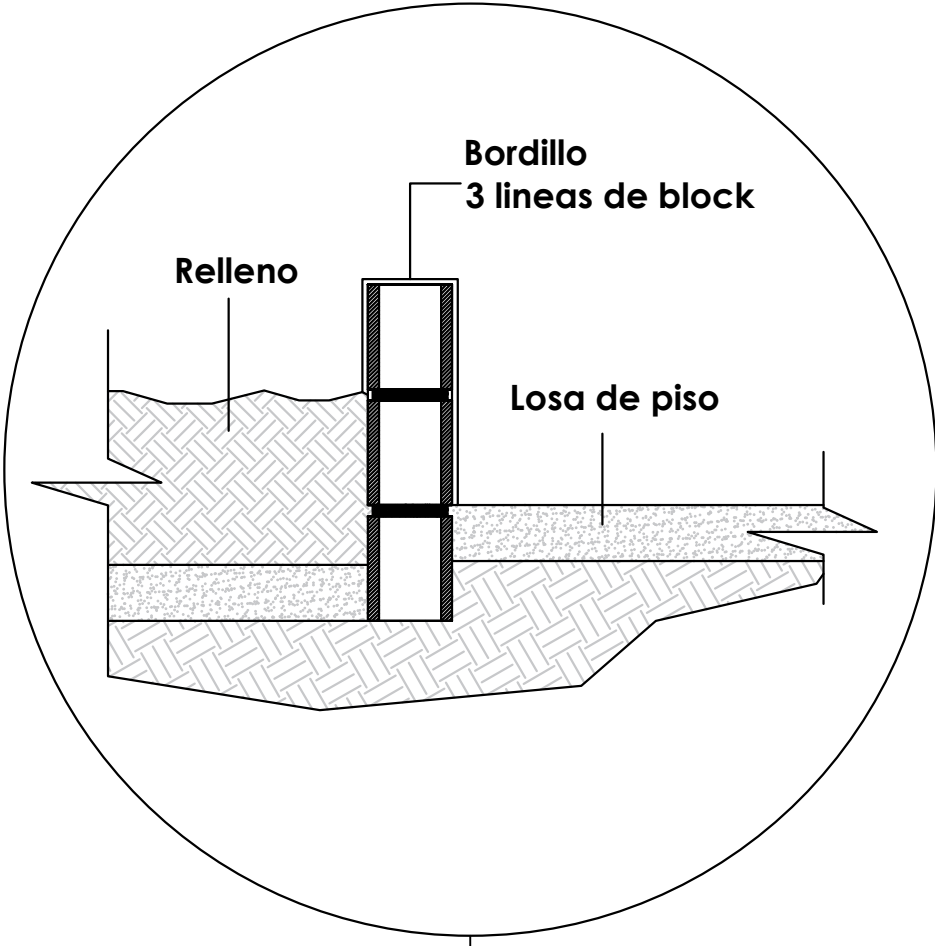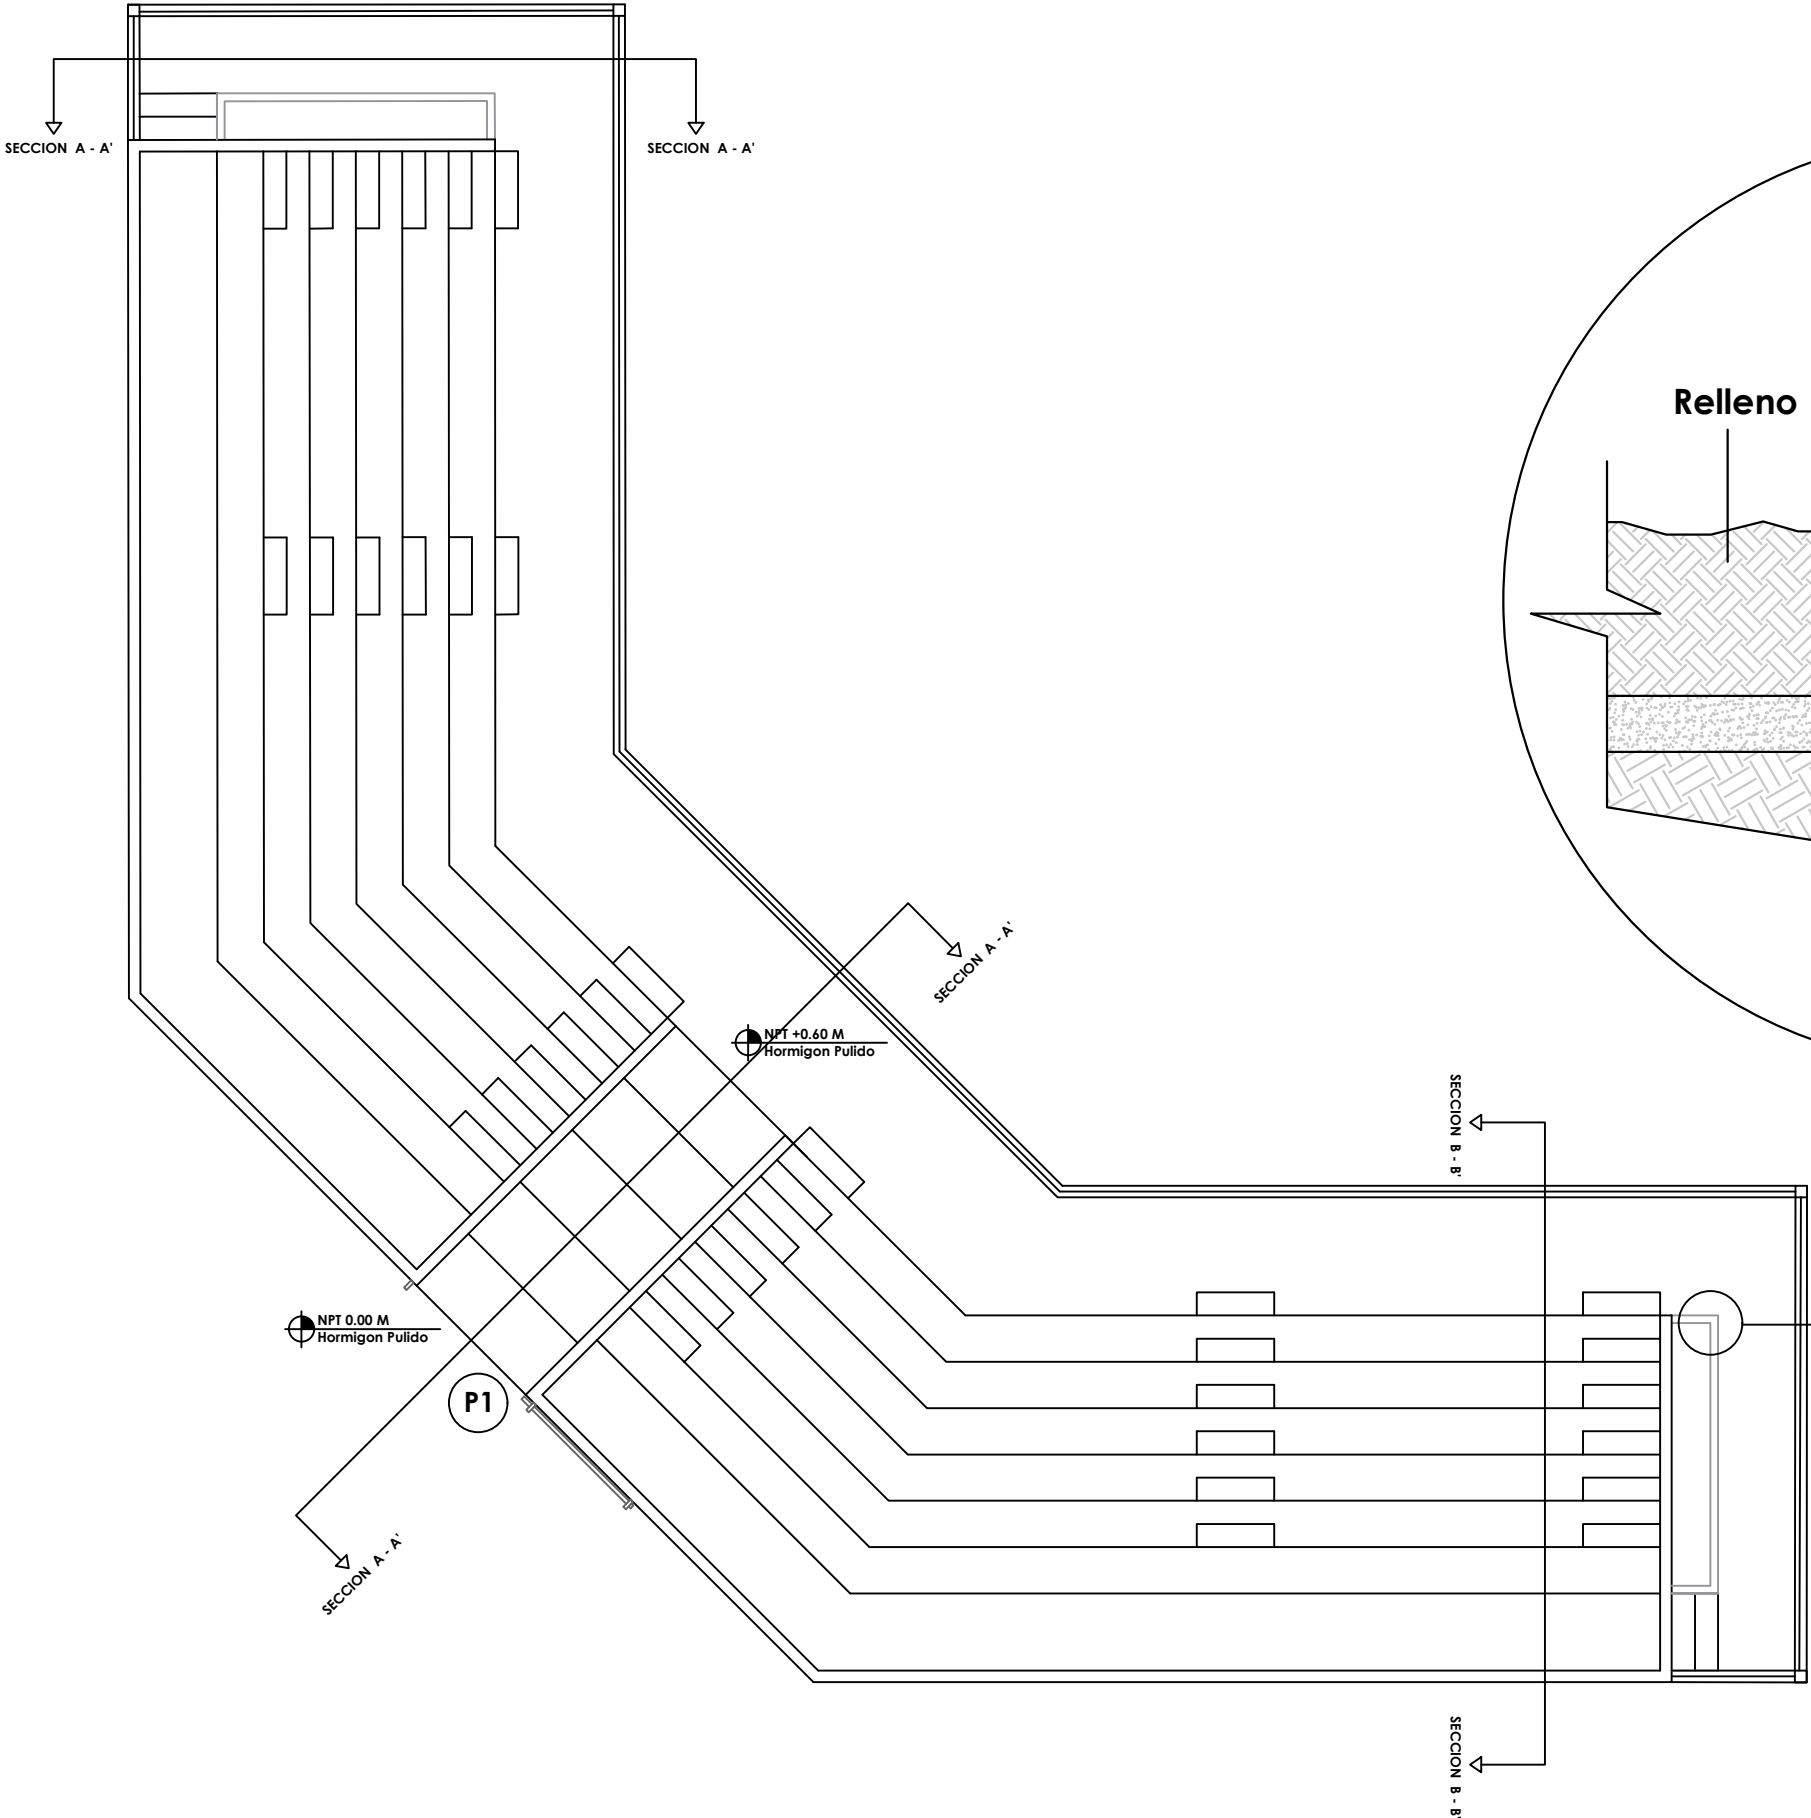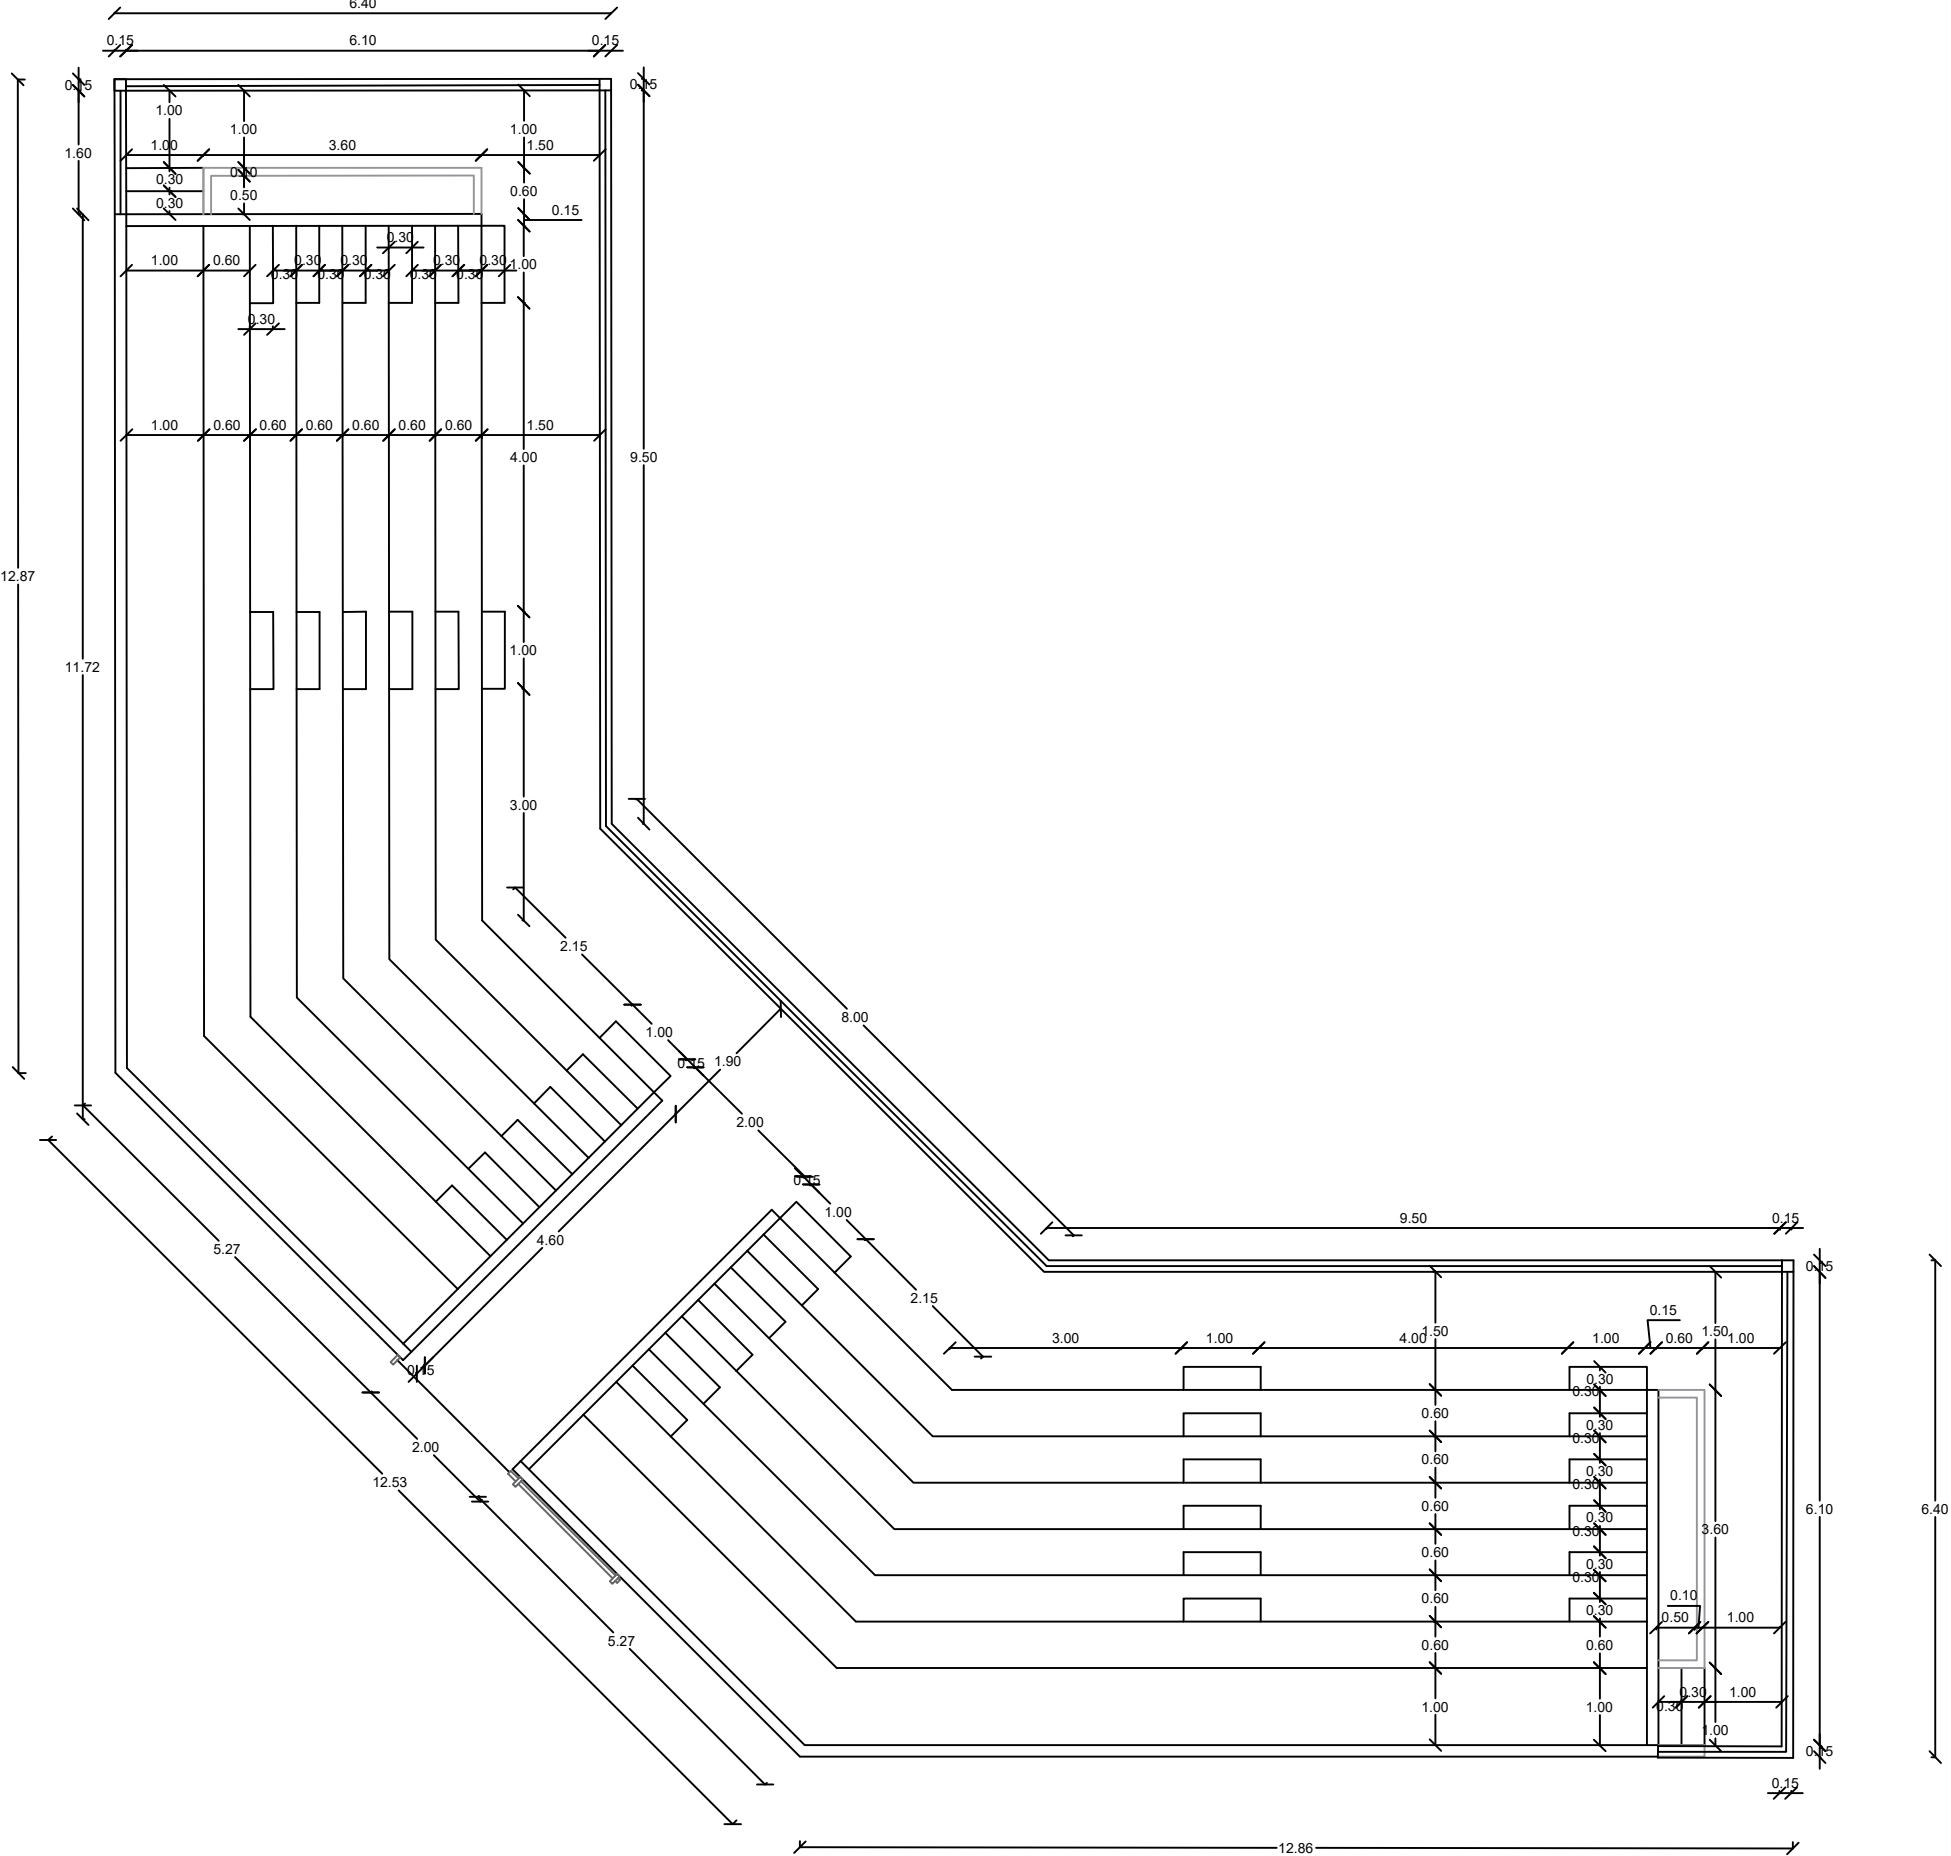

LEYENDA ZONIFICACION DE LOGOS

SÍMBOLO	DESCRIPCION	CANTIDAD
P1	PUERTA CORREDIZA MALLA CICLONICA Dim= 2.00 M X 1.80 M	1