

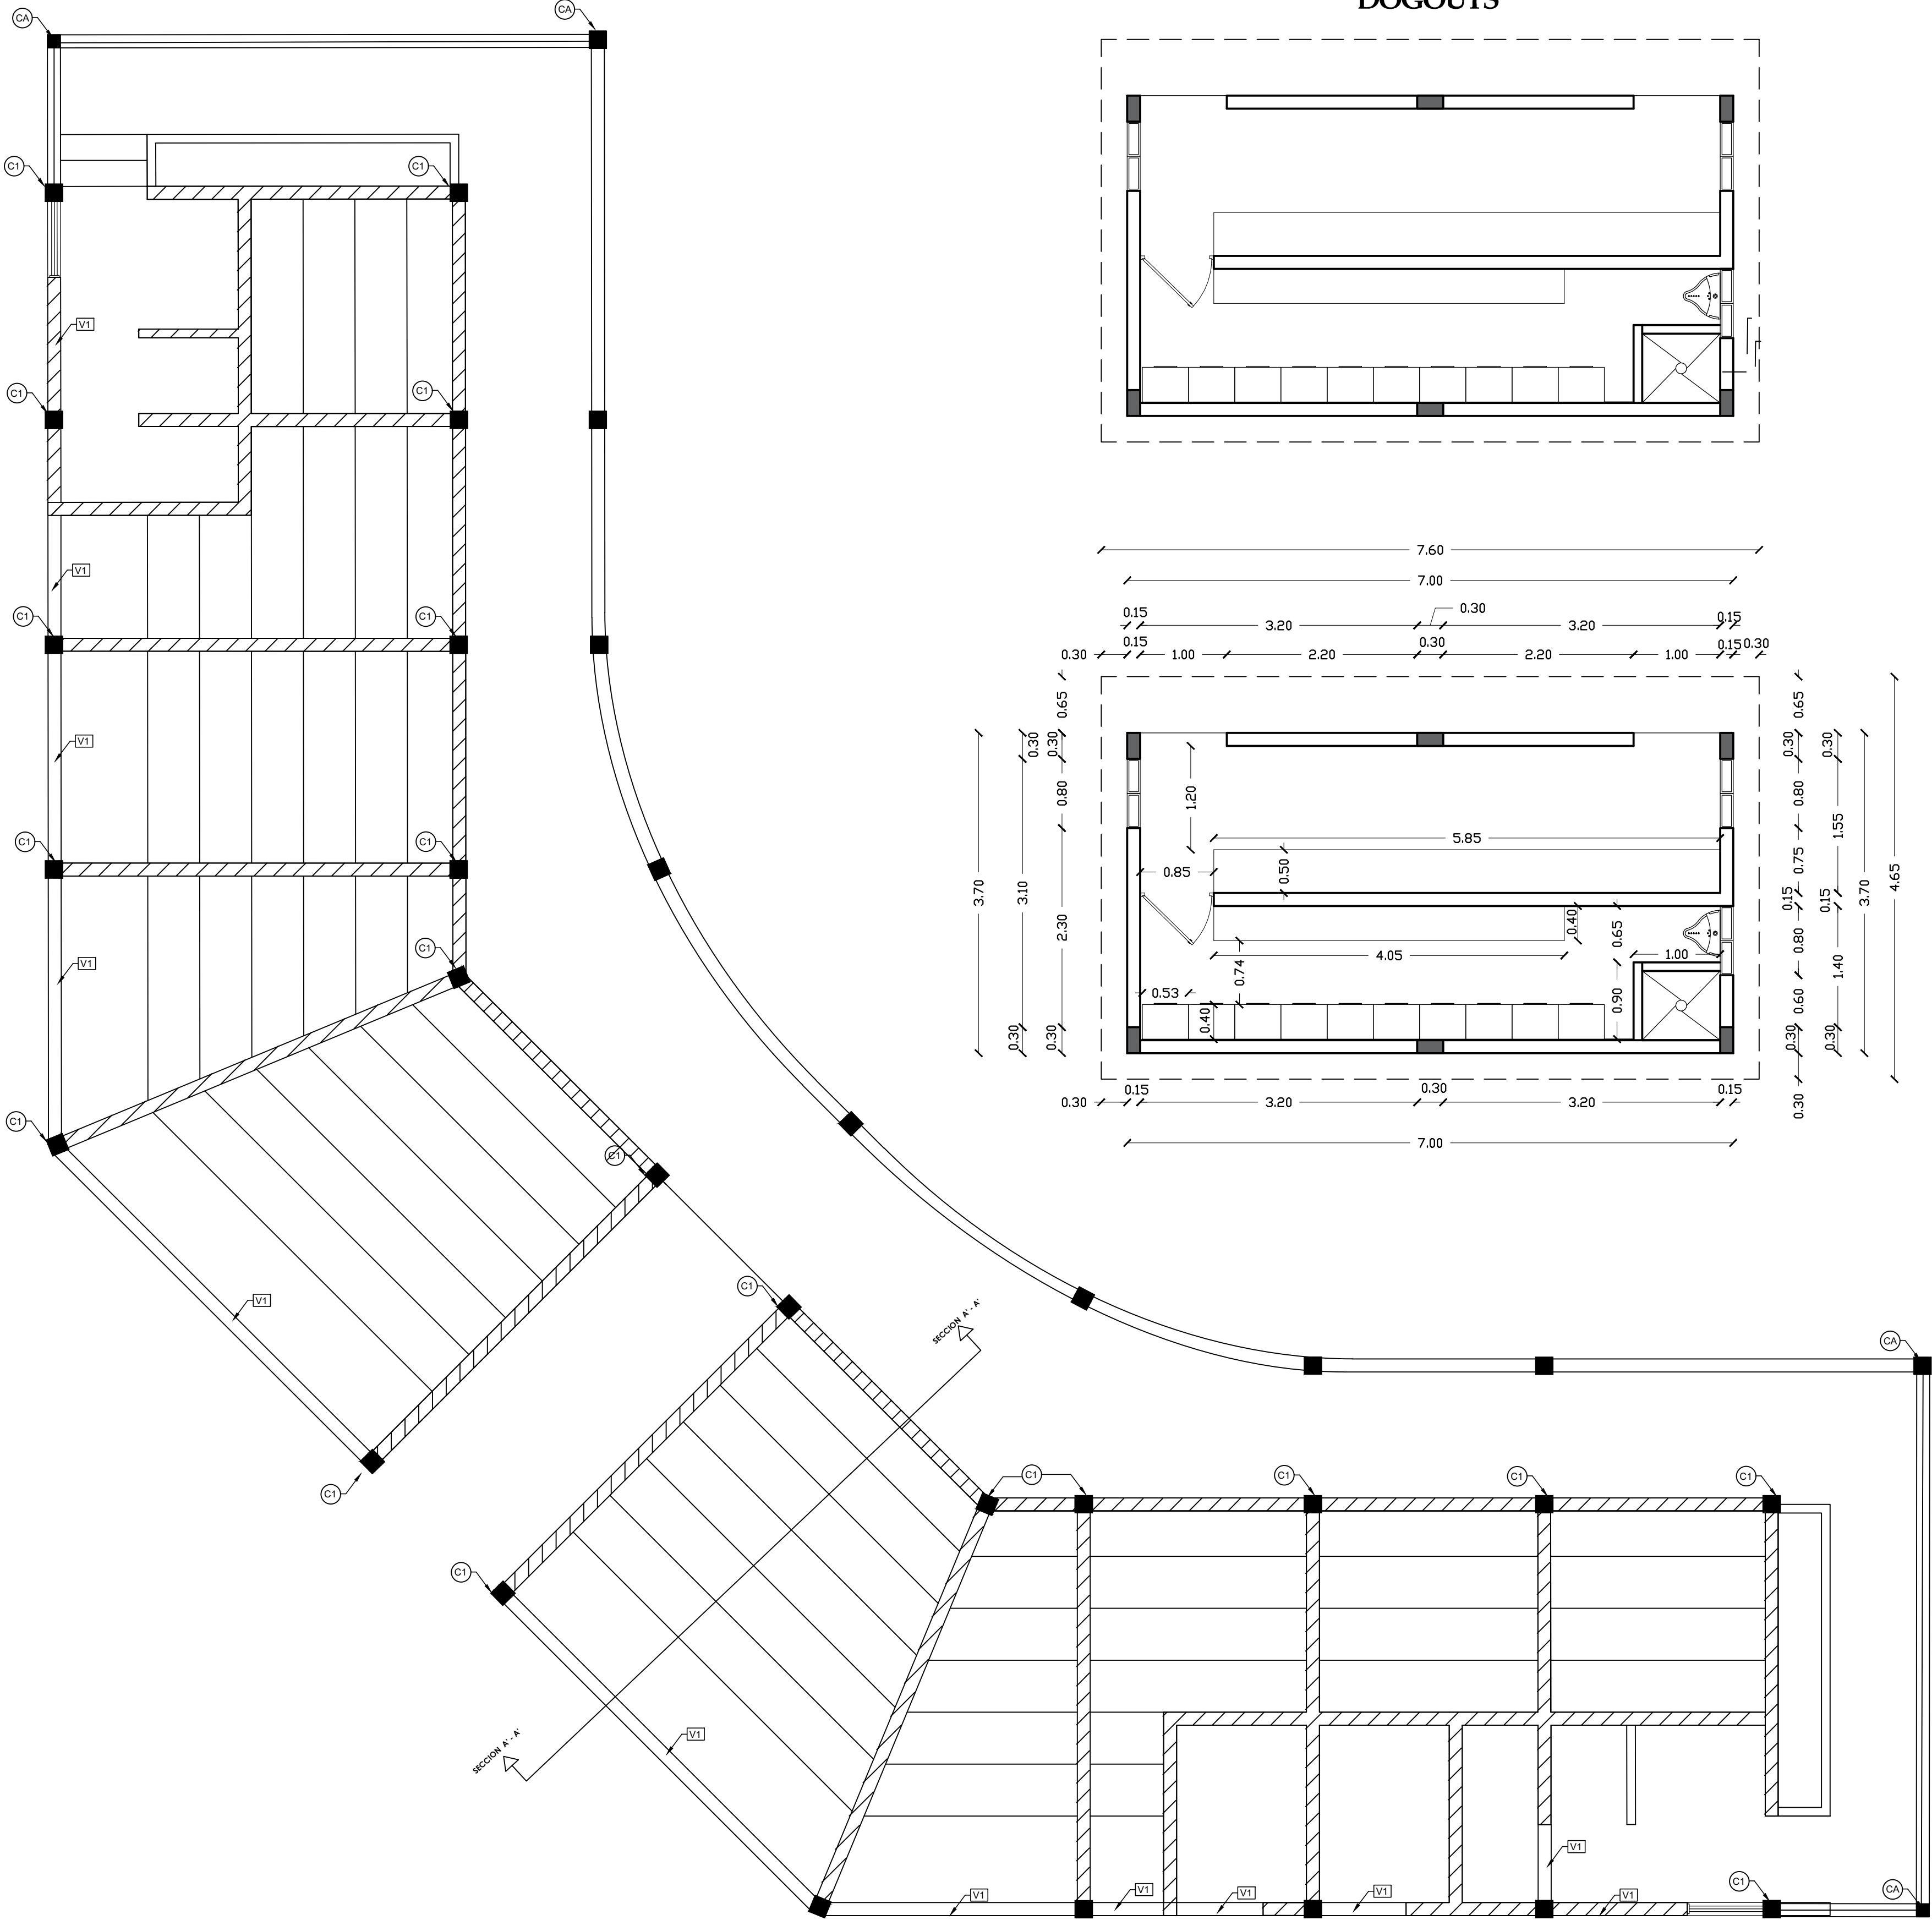
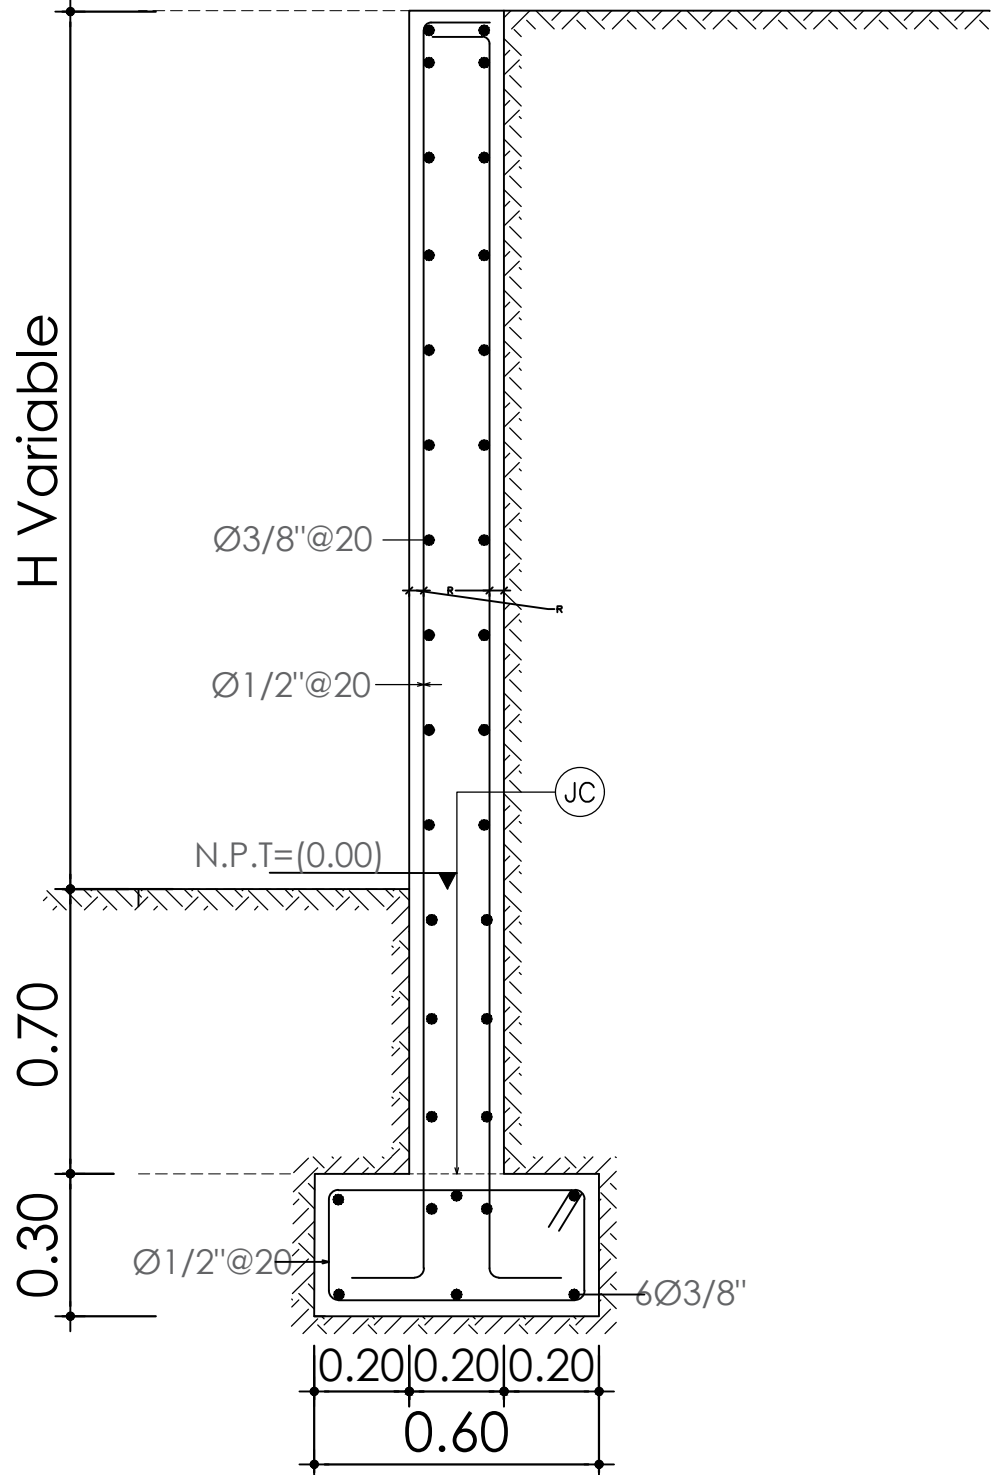


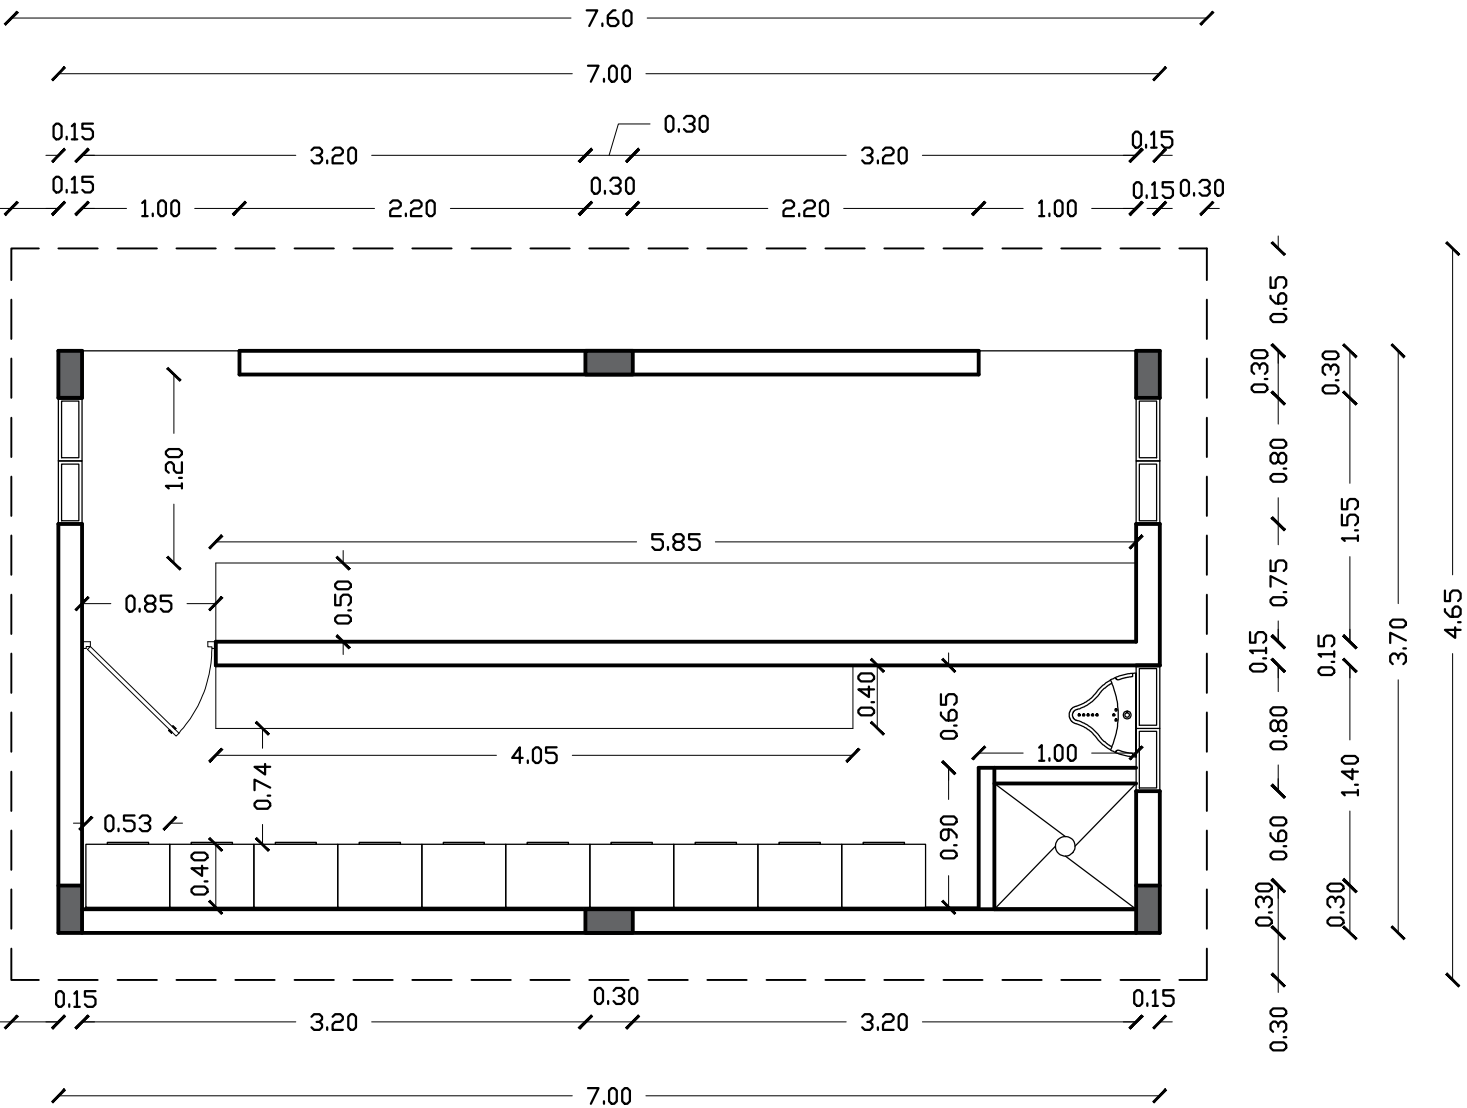



PLANTA DE VIGAS Y GRADERIAS
Nivel — Escala 1:50

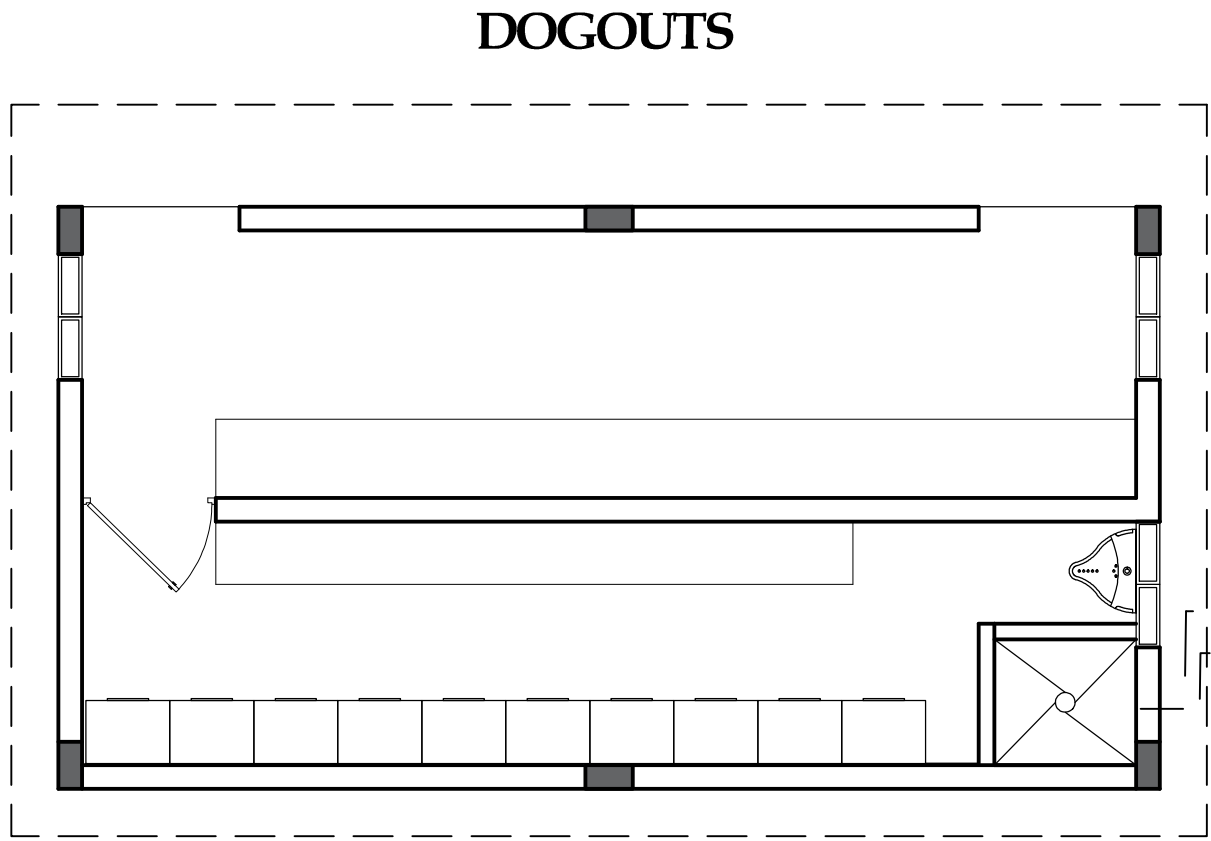

SECCIÓN MURO DE CONTENCIÓN

Escala —

Nota: Las gradas escalonadas deben ser vaciadas de manera monolítica.

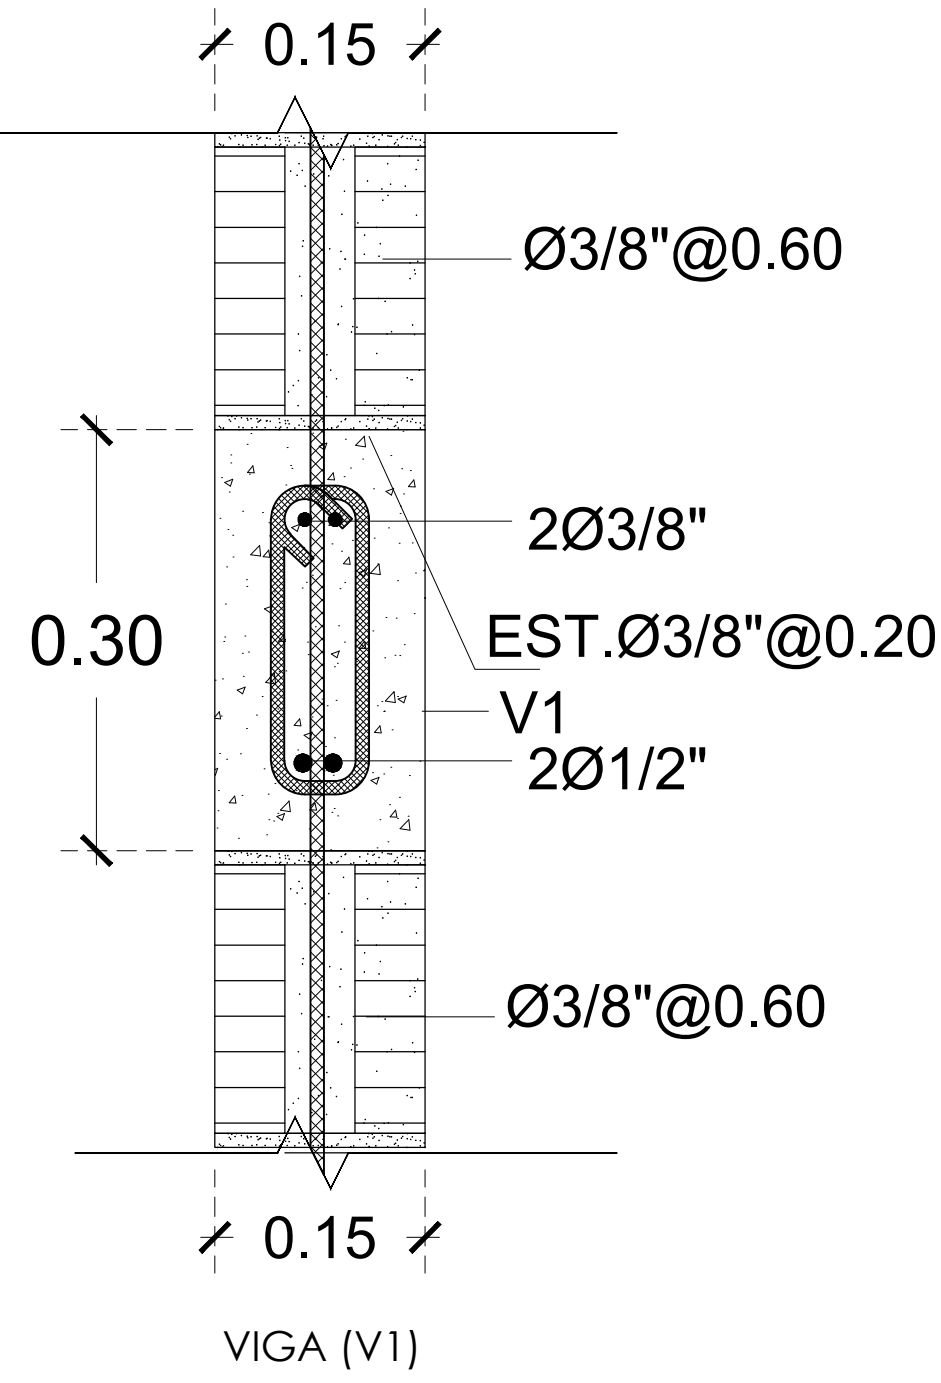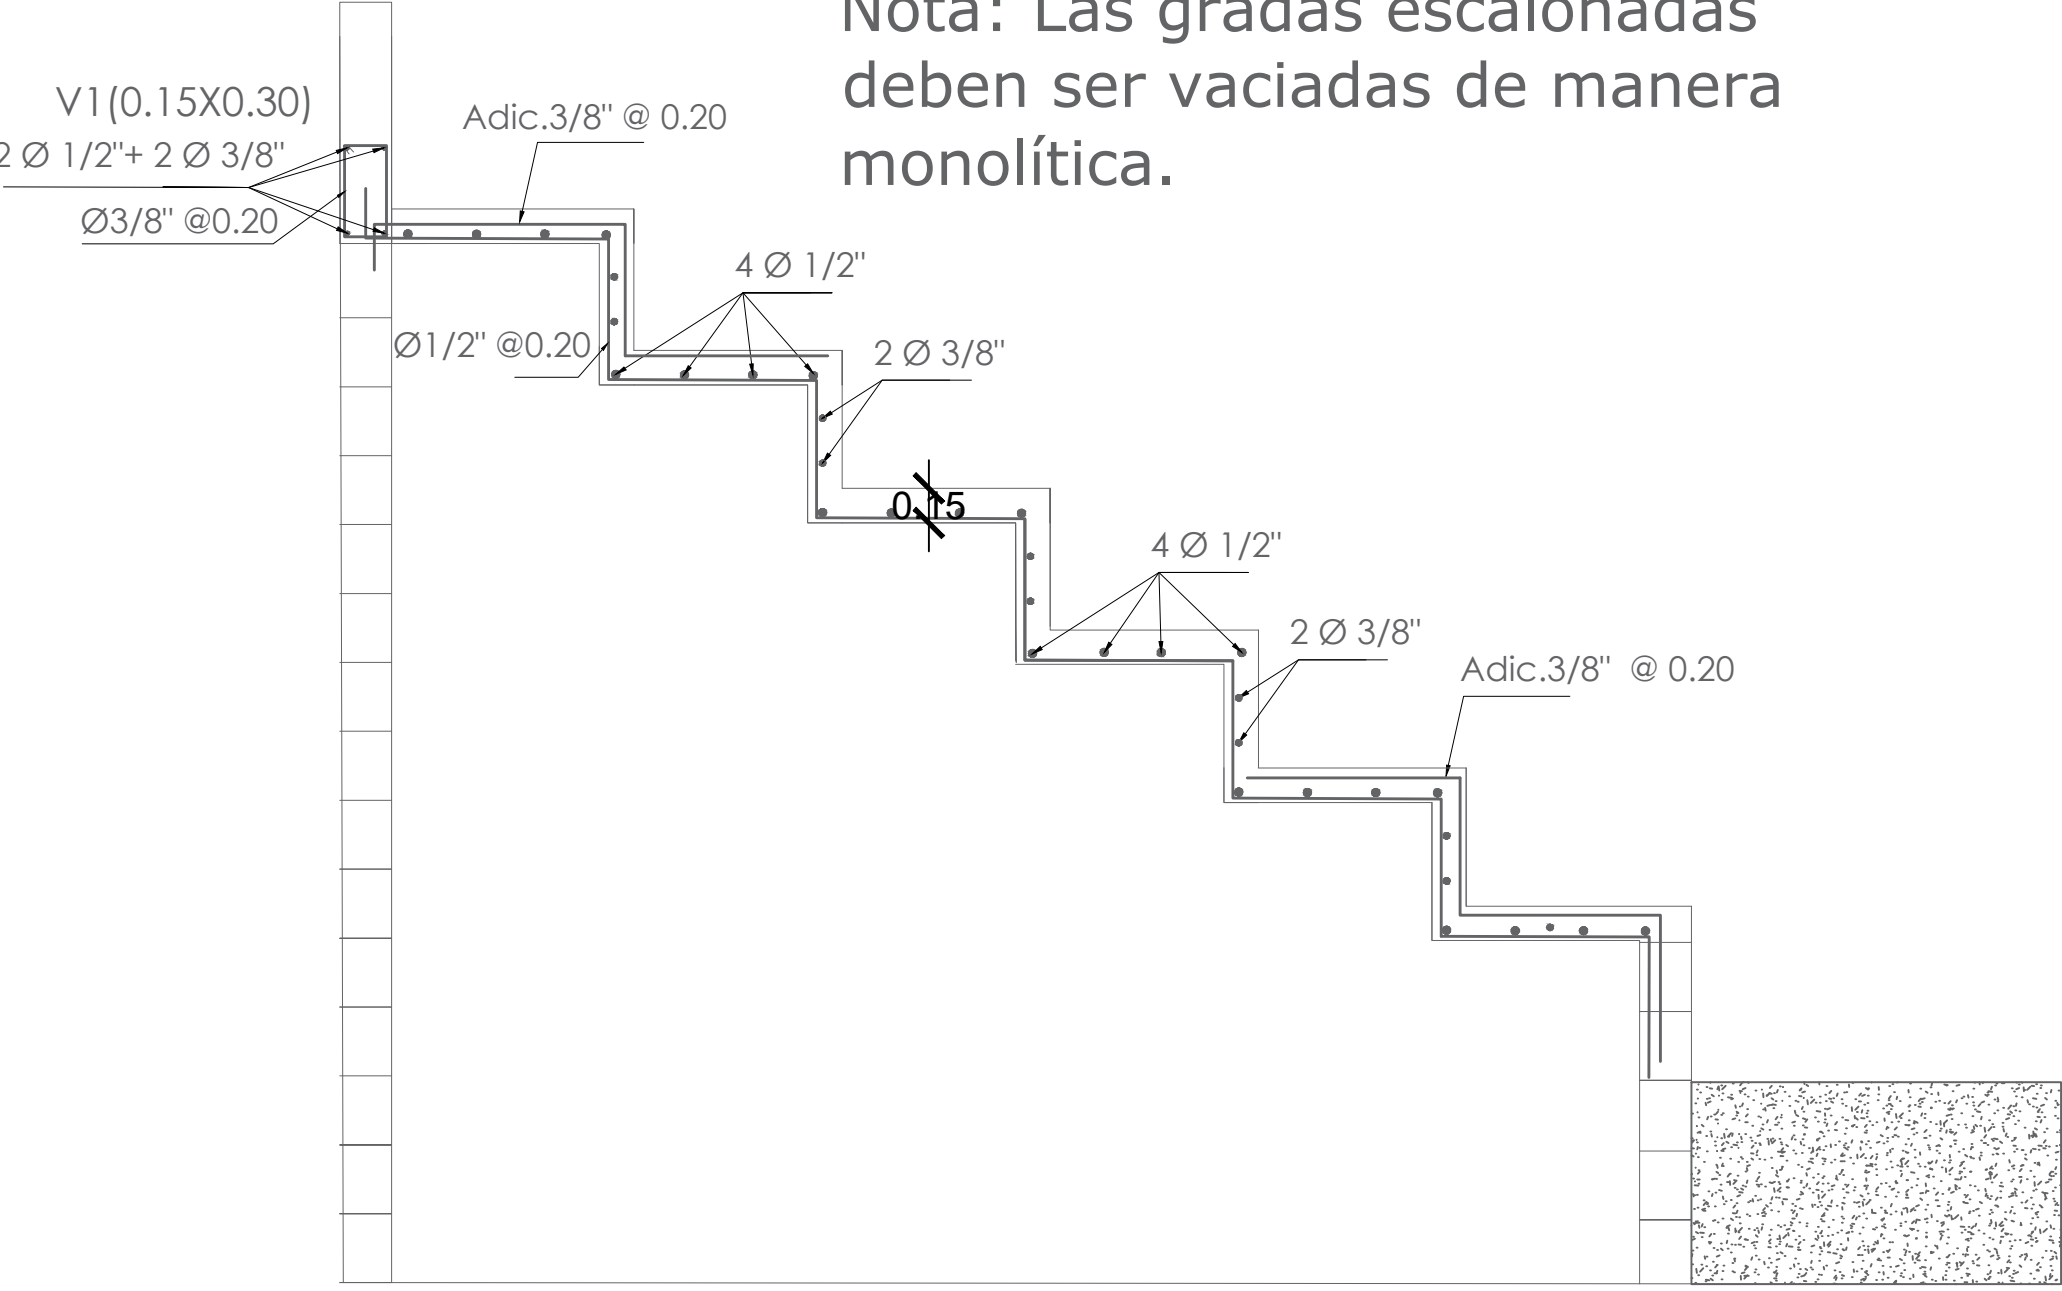

PROYECTO

Play de Softbol Boca de los Rios

PROPIETARIO
Alcaldia San Ignacio de Sabaneta

DIRECCION
San Ignacio de Sabaneta, Provincia Santiago Rodriguez

DISEÑO ARQUITECTONICO
Arq. Drey Alejandro Santana drey.santana@hidroelectrica.gov.do

CODIA 4075
SARD 1083
Tel: 809-533-5555 (Ext. 4106) Firma

DISEÑO ESTRUCTURAL
Ing. Cipriano Tapia ctapia@hidroelectrica.gov.do

CODIA 2604
Tel: 809-533-5555 (Ext. 4124) Firma

DISEÑO DE INSTALACIONES ELECTRICAS
Ing. Ricardo Arglada ranglada@hidroelectrica.gov.do

CODIA 3804
Tel: 809-533-5555 (Ext. 4123) Firma

DISEÑO DE INSTALACIONES SANITARIAS
Arq. Drey Alejandro Santana drey.santana@hidroelectrica.gov.do

CODIA 4075
SARD 1083
Tel: 809-533-5555 (Ext. 4106) Firma

DIBUJO CAD 2D - 3D - ANIMACIONES
Arq. Luisa Maria Mercedes luisa.mercedes@hidroelectrica.gov.do

CODIA -----
SARD -----
Tel: 809-533-5555 (Ext. 4122) Firma

ORIENTACIÓN

INDICE

1. PLANTA DE UBICACION Y LOCALIZACION
2. LEVANTAMIENTO CATASTRAL Y/O CURVA DE NIVEL
3. PLANTA DE MOVIMIENTO DE TIERRA (CORTES Y RELLENOS)
4. PLANTA DE CONJUNTO
5. PLANTA ARQUITECTONICA
6. PLANTA DIMENSIONADA
7. PLANTA DIMENSIONADA 2
8. PLANTA DE TECHO
9. ELEVACIONES
10. SECCIONES
11. PLANTA DE CIMENTACIONES
12. PLANTA DE MUROS Y COLUMNAS
13. PLANTA DE VIGAS Y GRADERIAS
14. PLANTA ESTRUCTURAL DE TECHO
15. DETALLES DE CARPINTERIA
16. DETALLES ESTRUCTURALES GENERICOS 1
17. DETALLES ESTRUCTURALES GENERICOS 2
18. PLANTA DE INSTALACIONES ELECTRICAS
19. DETALLES DE INSTALACIONES ELECTRICAS
20. PLANTA DE INSTALACIONES SANITARIAS (AGUA POTABLE)
21. PLANTA DE INSTALACIONES SANITARIAS (AGUAS RESIDUALES)
22. DETALLES DE INSTALACIONES SANITARIAS
23. OTROS DETALLES

FECHA
09/05/2023

ESCALA
Esc. 1:50

PLANTA DE VIGAS Y GRADERIAS

Este material esta protegido por la Ley 2040 de propiedad industrial y su reglamento de aplicacion, y por la Ley 6540 sobre Derecho de Autor y su reglamento de aplicacion. Por esta razon no puede ser reproducido por terceros sin consentimiento del autor.

Republca Dominicana 2023

REVISÓ: Arq. Drey Santana
REVISÓ: Arq. Mildred De La Rosa
APROBÓ: Ing. Mirna Ramirez