


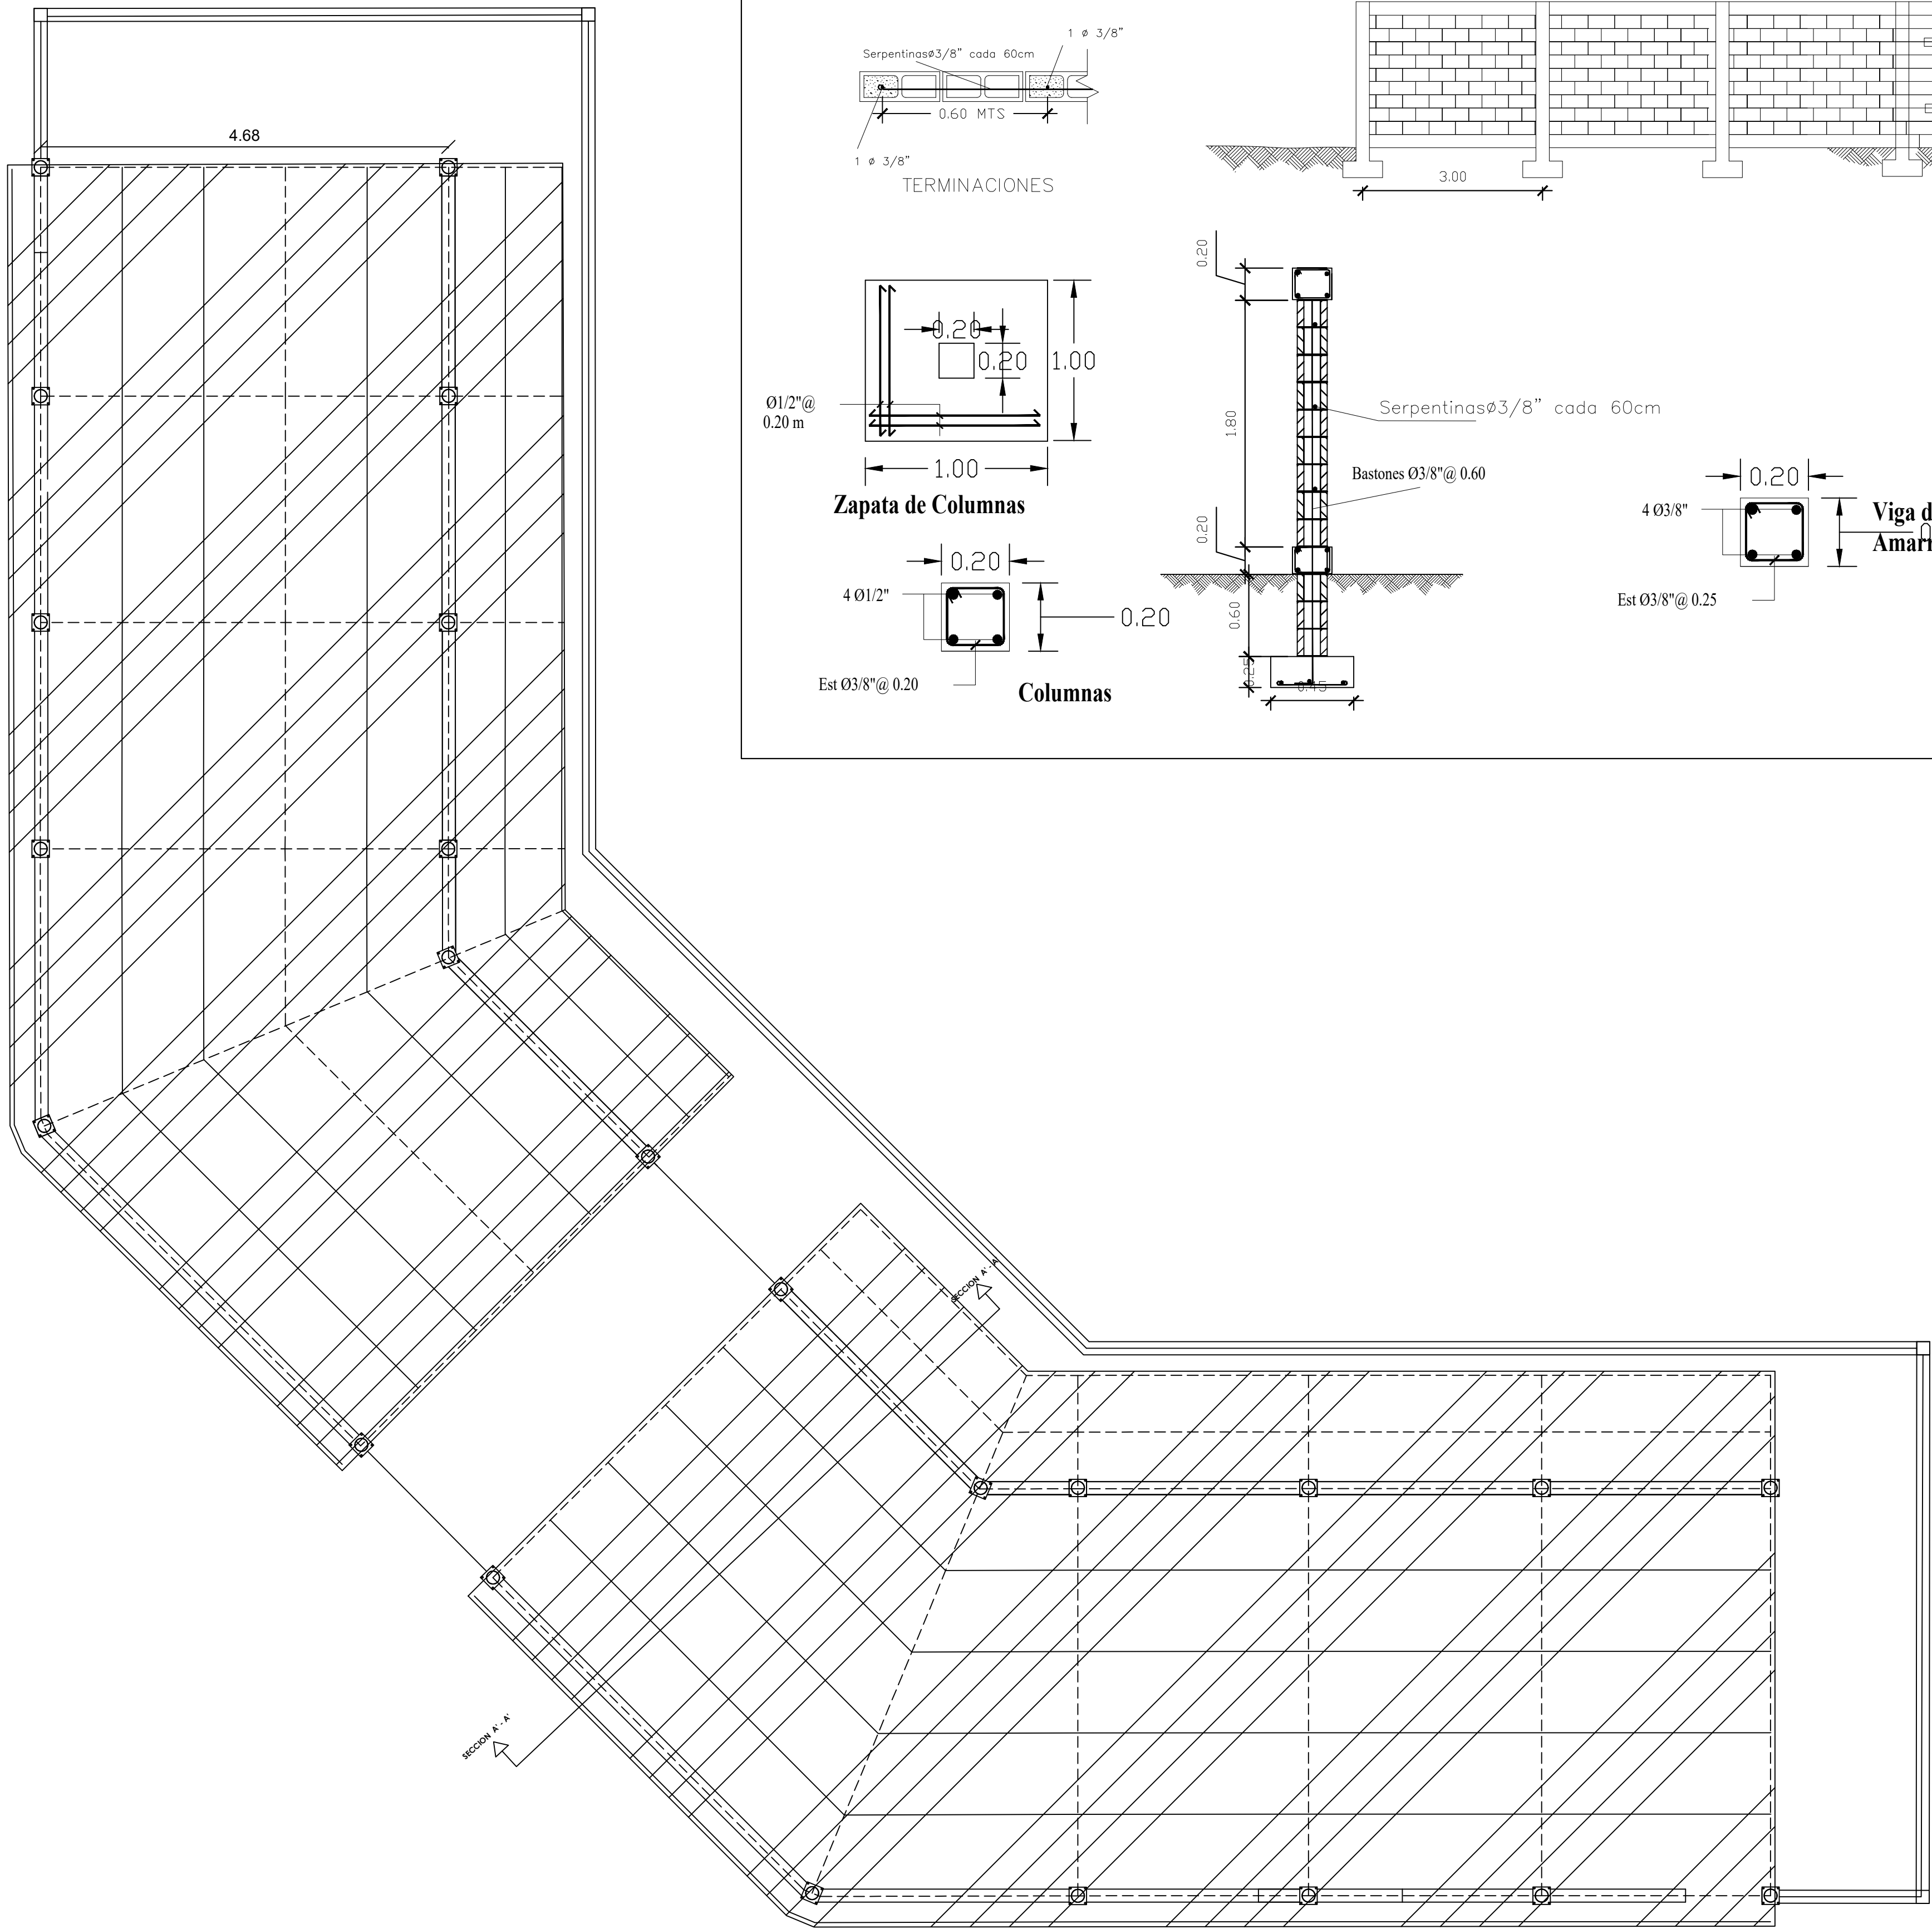


PLANTA ESTRUCTURAL DE TECHO


Nivel —

Escala 1:50

Escala —

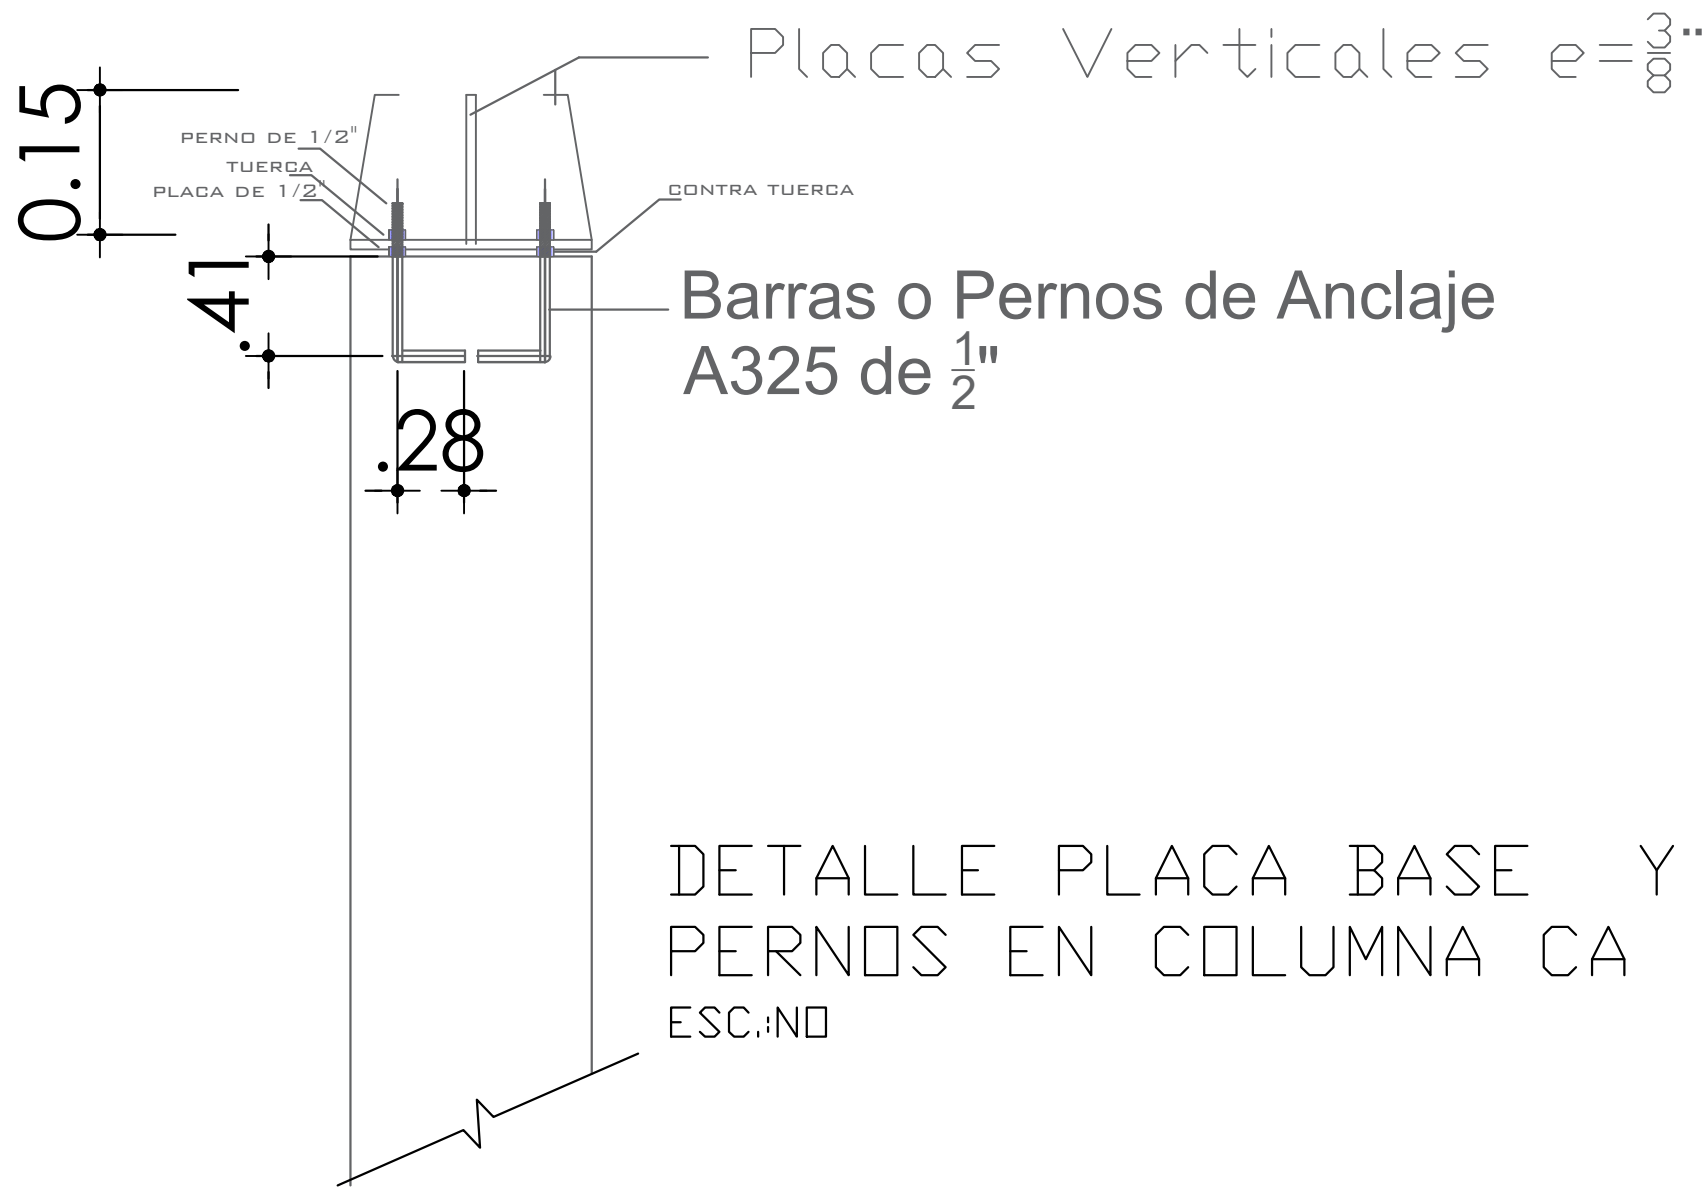

SECCIÓN PERNO

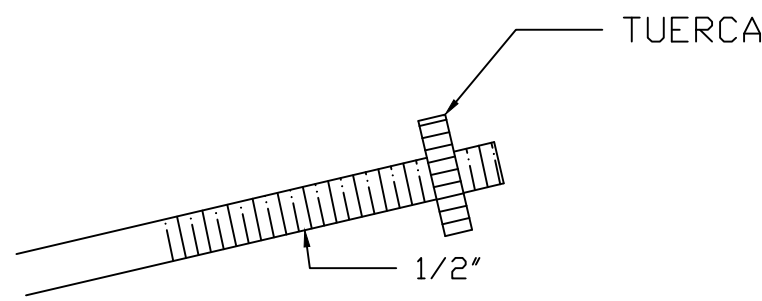

ROSCA ALTA RESISTENCIA A307

PLACA BASE



NOTA:
Todas las conexiones de perfiles y placas Vverticales son soldadas con E-7018, Espesor 3/8\"/>

LEYENDA	
Símbolo	Descripción
-----	Perfil W8"x15lb-pie
_____	Correa Tubo 3x3
	Placa Base de 20cmx20cmx 3/8\"/>
	Cubierta de Aluzinc Cal 26

PROYECTO

Play de Softbol Boca de los Rios

PROPIETARIO
Alcaldía San Ignacio de Sabaneta

DIRECCION
San Ignacio de Sabaneta, Provincia Santiago Rodríguez

DISEÑO ARQUITECTONICO
Arq. Drey Alejandro Santana drey.santana@hidroelectrica.gov.do

CODIA 4075
SARD 1083 Tel: 809-533-5555 (Ext. 4106) Firma _____

DISEÑO ESTRUCTURAL
Ing. Cipriano Tapia ctapia@hidroelectrica.gov.do

CODIA 2064 Tel: 809-533-5555 (Ext. 4124) Firma _____

DISEÑO DE INSTALACIONES ELECTRICAS
Ing. Ricardo Anglada ranglada@hidroelectrica.gov.do

CODIA 3804 Tel: 809-533-5555 (Ext. 4123) Firma _____

DISEÑO DE INSTALACIONES SANITARIAS
Arq. Drey Alejandro Santana drey.santana@hidroelectrica.gov.do

CODIA 4075
SARD 1083 Tel: 809-533-5555 (Ext. 4106) Firma _____

DIBUJO CAD 2D - 3D - ANIMACIONES
Arq. Luisa Maria Mercedes luisa.mercedes@hidroelectrica.gov.do

CODIA -----
SARD ----- Tel: 809-533-5555 (Ext. 4122) Firma _____

ORIENTACIÓN

INDICE

1. PLANTA DE UBICACION Y LOCALIZACION
2. LEVANTAMIENTO CATASTRAL Y/O CURVA DE NIVEL
3. PLANTA DE MOVIMIENTO DE TIERRA (CORTES Y RELLENOS)
4. PLANTA DE CONJUNTO
5. PLANTA ARQUITECTONICA
6. PLANTA DIMENSIONADA
7. PLANTA DIMENSIONADA 2
8. PLANTA DE TECHO
9. ELEVACIONES
10. SECCIONES
11. PLANTA DE CIMENTACIONES
12. PLANTA DE MUROS Y COLUMNAS
13. PLANTA DE VIGAS Y GRADERIAS
14. PLANTA ESTRUCTURAL DE TECHO
15. DETALLES DE CARPINTERIA
16. DETALLES ESTRUCTURALES GENERICOS 1
17. DETALLES ESTRUCTURALES GENERICOS 2
18. PLANTA DE INSTALACIONES ELECTRICAS
19. DETALLES DE INSTALACIONES ELECTRICAS
20. PLANTA DE INSTALACIONES SANITARIAS (AGUA POTABLE)
21. PLANTA DE INSTALACIONES SANITARIAS (AGUAS RESIDUALES)
22. DETALLES DE INSTALACIONES SANITARIAS
23. OTROS DETALLES

FECHA
09/05/2022

ESCALA
Esc. 1:50

PLANTA ESTRUCTURAL DE TECHO

Este material esta protegido por la Ley 2040 de propiedad industrial y su reglamento de aplicacion, y por la Ley 6540 sobre Derecho de Autor y su reglamento de aplicacion. Por esta razon no puede ser reproducido por terceros sin consentimiento del autor.

Republica Dominicana 2022

REVISÓ: Arq. Drey Santana

REVISÓ: Arq. Miladred De La Rosa

APROBÓ: Ing. Mirna Ramirez