

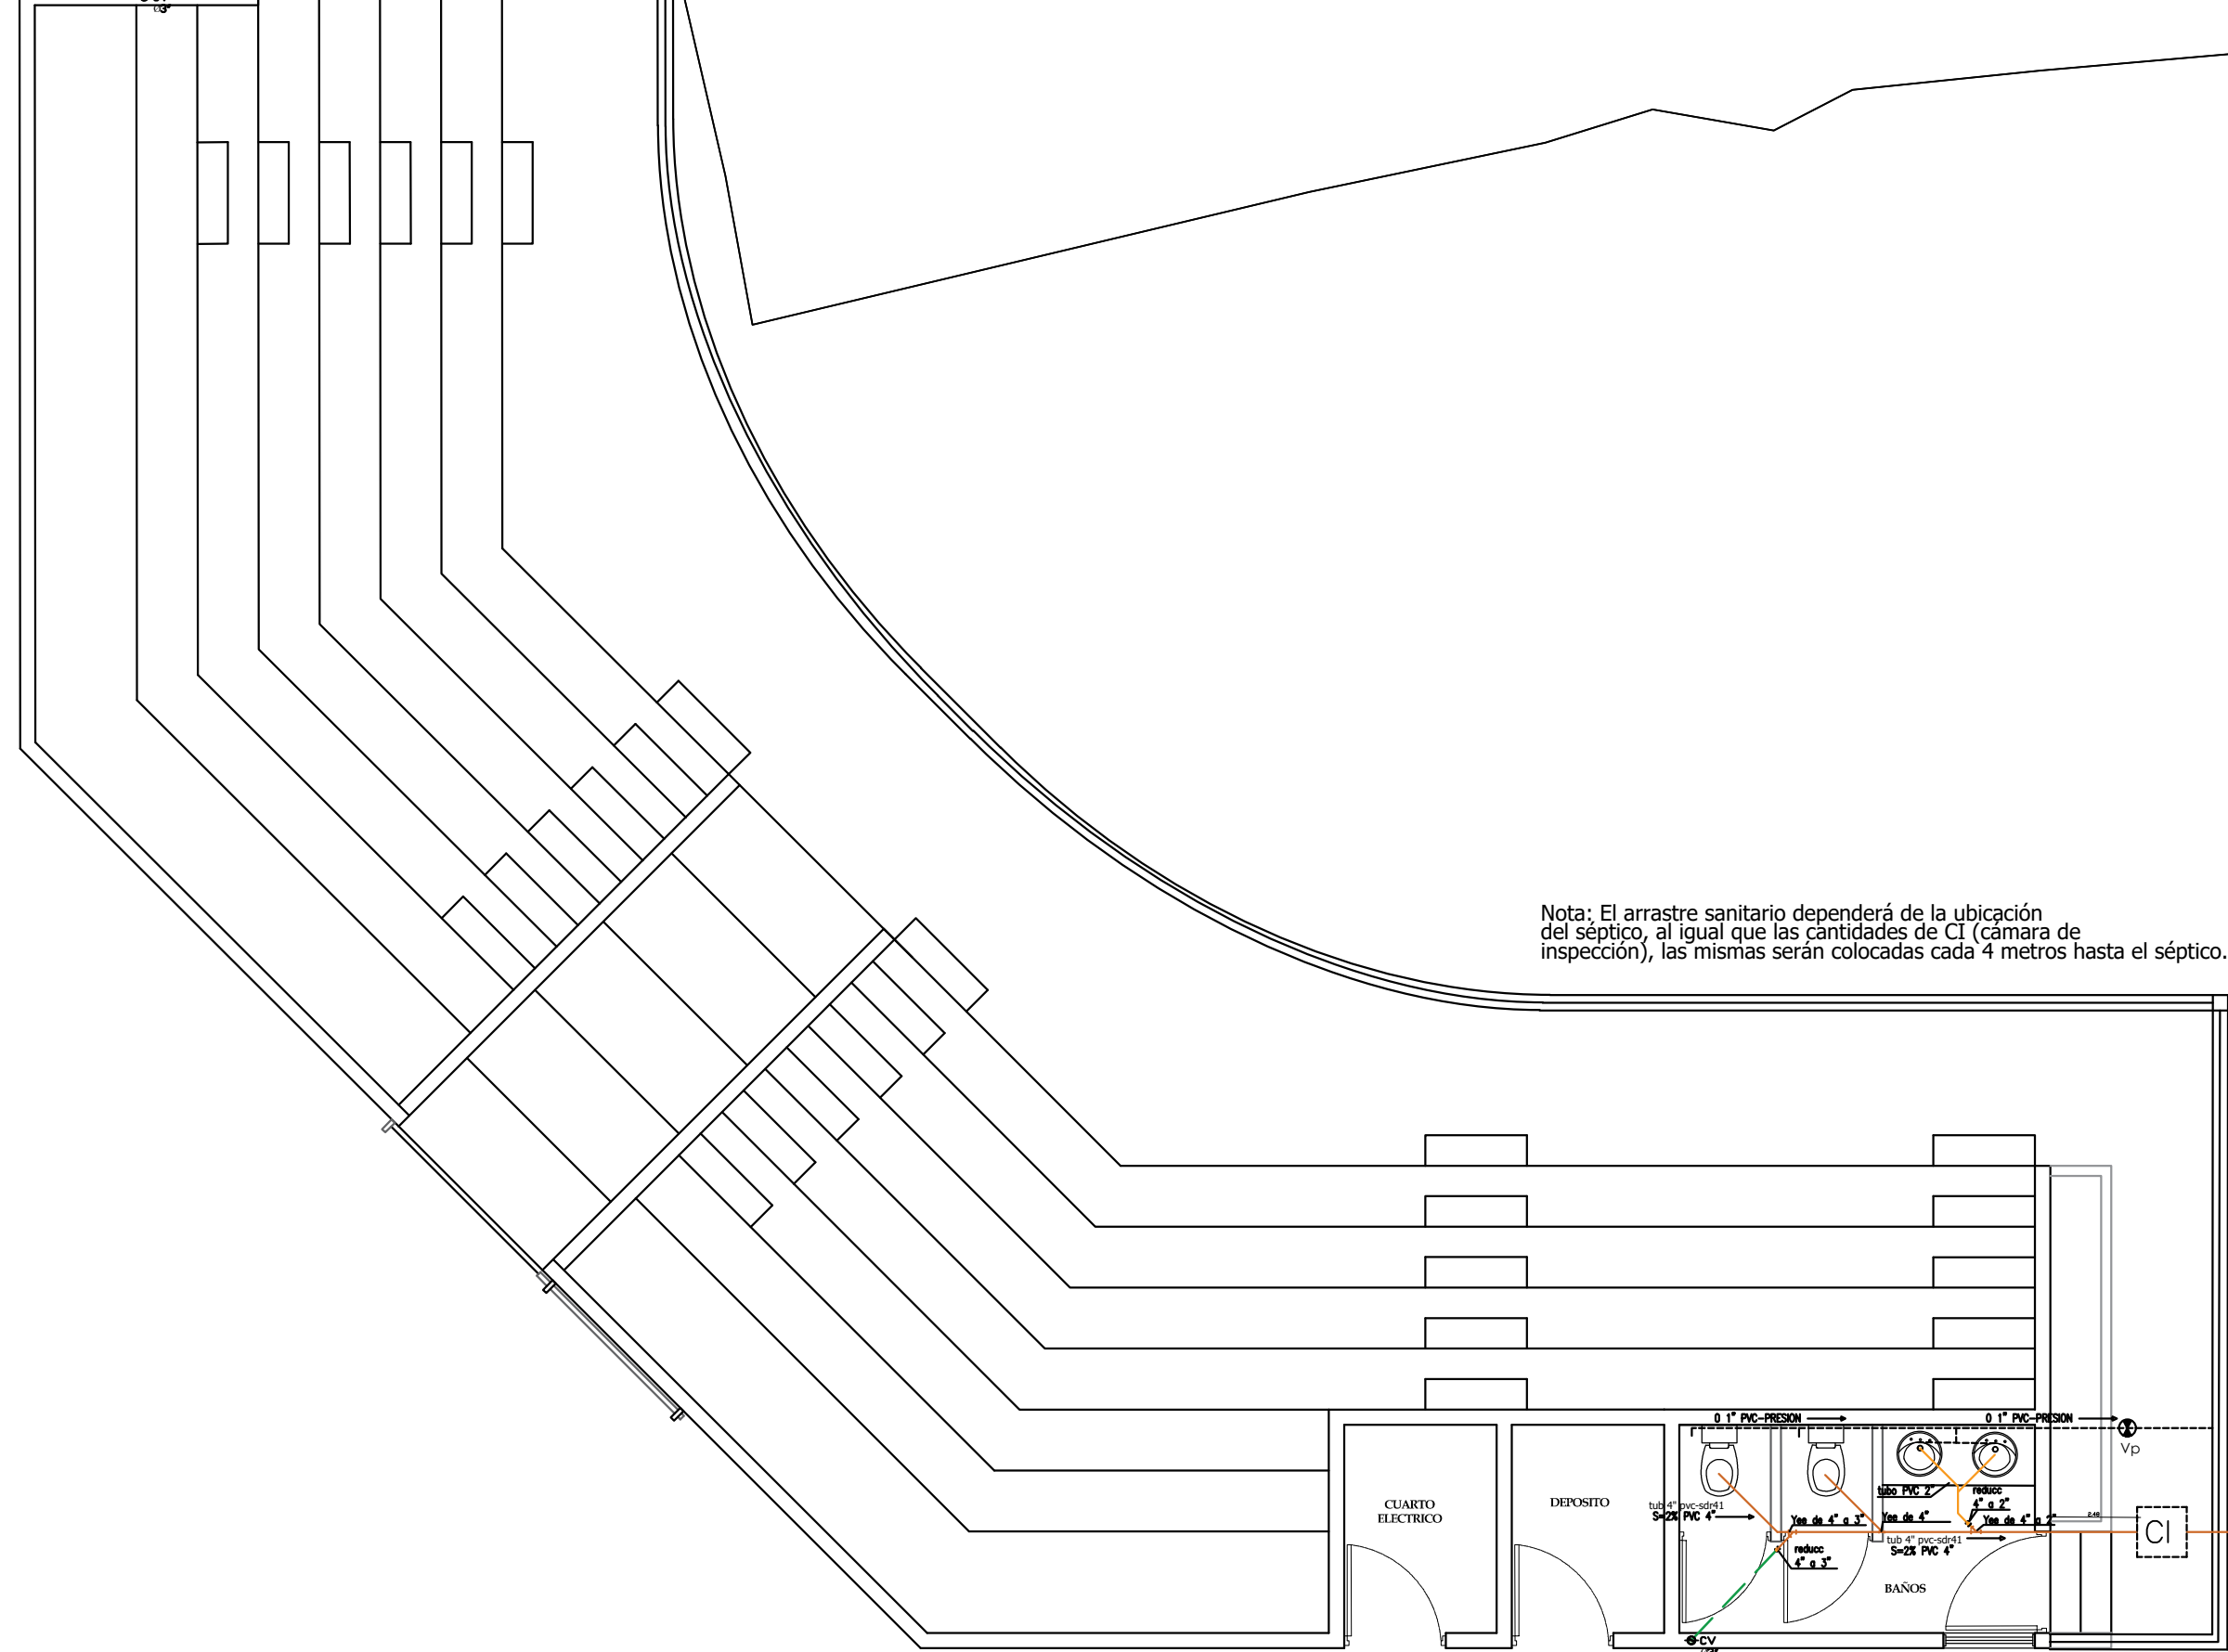


LEYENDA		
ABREB.	SÍMBOLO	DESCRIPCION
BD		BAJANTE DE DESCARGA
BDO		BAJANTE DE DESCARGA GRASA
BP		BAJANTE PLUMAL
CV		COLUMNA DE VENTILACION
COLP		COLUMNA DE GAS
		TUBERIA GAS
		TUBERIA VENTILACION
		TUBERIA AGUA NEGRA
		TUBERIA AGUA GRASA
		TUBERIA PLUMAL
LT		LIMA TESA
LH		LIMA HOYA
Is		INODORO
La		LAVADERO
Lv		LAVABORA
Lm		LAVAMANOS
Sc		SECADORA
Du		DUCHA
Or		ORINAR
Tv		TAPON REGISTRO
Dp		DESAGUE DE PISO
Ba		BASERA
Fv		FREGADERO
Vo		VERTEDERO
LLOH		LLAVE OJERO
R		REGULA
Dp		PENDIENTE TUBO
MM		METRO MEDIDOR
Vp		VALVULA DE PASO
Ta		TANQUE HIDROMECANICO
CE		CALENTADOR ELECTRICO
CI		CAMARA DE INSPECCION
TG		TRAMPA DE GRASA
F		FILTRANTE

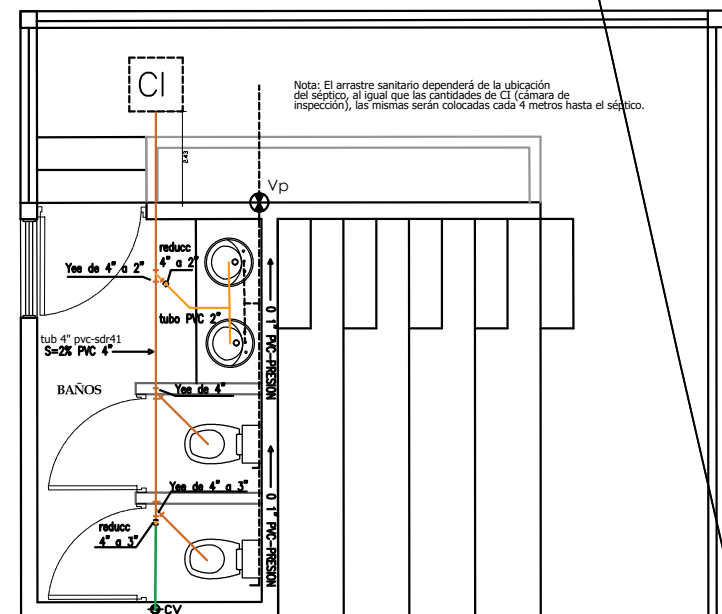

Nota: El arrastre sanitario dependerá de la ubicación del séptico, al igual que las cantidades de CI (camara de inspección), las mismas serán colocadas cada 4 metros hasta el séptico.

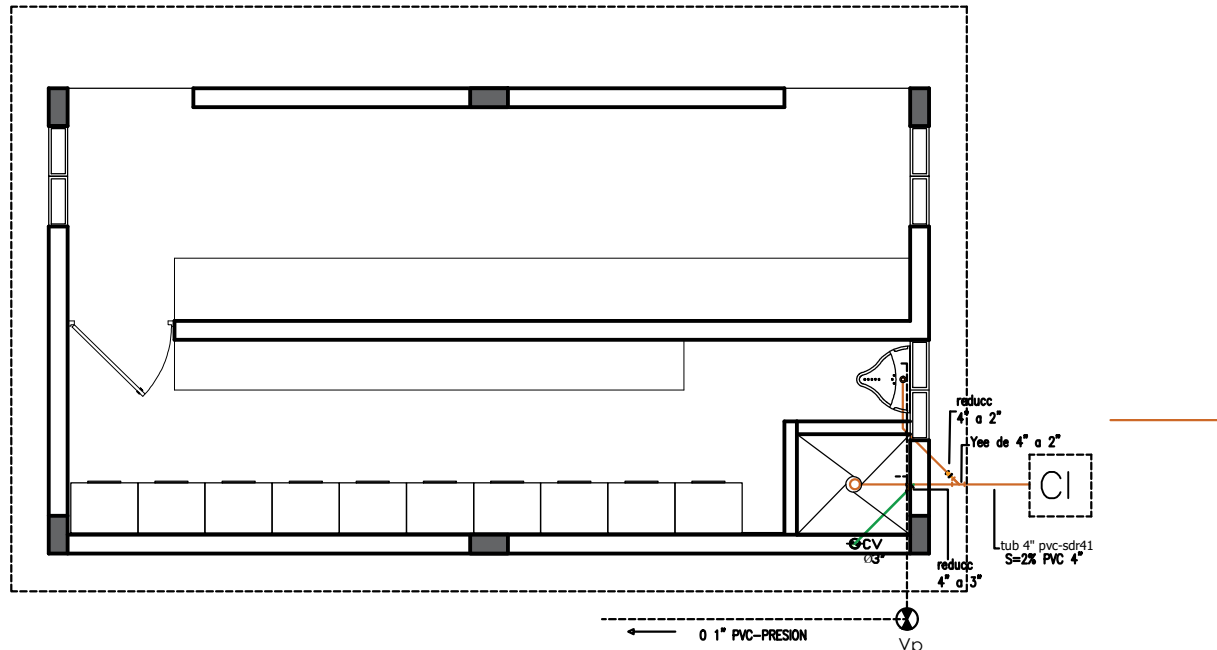

DETALLE DE ACOMETIDA DOMICILIARIA

LEYENDA

- ① ABRAZADERA CON DERIVACION
- ② ADAPTADOR (M) • PVC
- ③ TUBERIA • PVC
- ④ CODDO DE • PVC
- ⑤ TUBERIA H.G (LONG VAR)
- ⑥ CAJA CONTADOR(CON MEDIDOR Y LLAVE DE OREJA)
- ⑦ TAPON (PROVISIONAL)

PLANTA DE INSTALACIONES SANITARIAS (AGUAS RESIDUALES)

Nivel —

Escala 1:250

egehid

EMPRESA DE GENERACION HIDROELECTRICA DOMINICANA

EGEHID

DIRECCIÓN DE REHABILITACIÓN Y MANTENIMIENTO DE OBRAS CIVILES
GERENCIA DE EDIFICACIONES

DEPARTAMENTO DE DISEÑO ARQUITECTONICO

Av. Rómulo Betancourt 303, Santo Domingo, Rep. Dominicana

Tel : 809 - 533 - 5555

www.egehid.gob.do

info@hidroelectrica.gov.do

RNC: 4-30-06085-2



PROYECTO

Play de Softbol Boca de los Rios

PROPIETARIO

Alcaldía San Ignacio de Sabaneta

DIRECCION

San Ignacio de Sabaneta, Provincia Santiago Rodriguez

DISEÑO ARQUITECTONICO

Arq. Drey Alejandro Santana drey.santana@hidroelectrica.gov.do

CODIA 4075

SARD 1085

Tel: 809-533-5555 (Ext. 4106)

Firma

DISEÑO ESTRUCTURAL

Ing. Cipriano Tapia

ctapia@hidroelectrica.gov.do

CODIA 2634

Tel: 809-533-5555 (Ext. 4124)

Firma

DISEÑO DE INSTALACIONES ELECTRICAS

Ing. Ricardo Anglada

ranglada@hidroelectrica.gov.do

CODIA 3804

Tel: 809-533-5555 (Ext. 4123)

Firma

DISEÑO DE INSTALACIONES SANITARIAS

Arq. Drey Alejandro Santana

drey.santana@hidroelectrica.gov.do

CODIA 4075

SARD 1085

Tel: 809-533-5555 (Ext. 4106)

Firma

DIBUJO CAD 2D - 3D - ANIMACIONES

Arq. Luisa Maria Mercedes

luisa.mercedes@hidroelectrica.gov.do

CODIA ----

SARD ----

Tel: 809-533-5555 (Ext. 4122)

Firma

ORIENTACIÓN



INDICE

1. PLANTA DE UBICACION Y LOCALIZACION
2. LEVANTAMIENTO CATASTRAL Y/O CURVA DE NIVEL
3. PLANTA DE MOVIMIENTO DE TIERRA (CORTES Y RELLENOS)
4. PLANTA DE CONJUNTO
5. PLANTA ARQUITECTONICA
6. PLANTA DIMENSIONADA
7. PLANTA DIMENSIONADA 2
8. PLANTA DE TECHO
9. ELEVACIONES
10. SECCIONES
11. PLANTA DE CIMENTACIONES
12. PLANTA DE MUROS Y COLUMNAS
13. PLANTA DE VIGAS Y GRADERIAS
14. PLANTA ESTRUCTURAL DE TECHO
15. DETALLES DE CARPINTERIA
16. DETALLES ESTRUCTURALES GENERICOS 1
17. DETALLES ESTRUCTURALES GENERICOS 2
18. PLANTA DE INSTALACIONES ELECTRICAS
19. DETALLES DE INSTALACIONES ELECTRICAS (AGUA POTABLE)
20. PLANTA DE INSTALACIONES SANITARIAS (AGUA POTABLE)
21. PLANTA DE INSTALACIONES SANITARIAS (AGUAS RESIDUALES)
22. DETALLES DE INSTALACIONES SANITARIAS
23. OTROS DETALLES

FECHA

09/05/2023

ESCALA

Esc. 1:250

PLANTA DE INSTALACIONES SANITARIAS (AGUAS RESIDUALES)

Este material esta protegido por la Ley 2040 de propiedad industrial y su reglamento de aplicacion, y por la Ley 6540 sobre Derecho de Autor y su reglamento de aplicacion. Por esta razon no puede ser reproducido por terceros sin consentimiento del autor.

Republica Dominicana 2023

REVISÓ: Arq. Drey Santana

REVISÓ: Arq. Milared De La Rosa

APROBÓ: Ing. Mirna Ramirez

#22

24